

|                                                                                                                                                                                                                                                                                                                            |       |                        |  |                                        |  |                 |  |                     |  |                            |  |                                   |  |                                             |  |                      |  |
|----------------------------------------------------------------------------------------------------------------------------------------------------------------------------------------------------------------------------------------------------------------------------------------------------------------------------|-------|------------------------|--|----------------------------------------|--|-----------------|--|---------------------|--|----------------------------|--|-----------------------------------|--|---------------------------------------------|--|----------------------|--|
| <div><p><b>S I D</b></p><p>上海轻工业工程设计研究院有限公司</p><p>SHANGHAI LIGHT INDUSTRY ENGINEERING<br/>DESIGN &amp; RESEARCH INSTITUTE CO. LTD</p><p>工程设计建筑行业（建筑工程）甲级证书号：GRADE A: A231003826</p><p>轻工工程行业食品发酵烟草工程专业甲级 轻工工程行业家用电器电子及日用机械工程专业甲级</p></div> |       | 建设单位 CONSTRUCTION UNIT |  | 项目负责人<br>PROJECT CHIEF                 |  |                 |  | 设计专业<br>DISCIPLINE. |  | 装饰                         |  | 设计文件目录<br>LIST OF DESIGN DOCUMENT |  |                                             |  |                      |  |
|                                                                                                                                                                                                                                                                                                                            |       | 项目名称 PROJECT NAME      |  | 审 核<br>SUPERVISOR                      |  |                 |  | 阶段<br>STAGE         |  | 施工图                        |  |                                   |  |                                             |  |                      |  |
|                                                                                                                                                                                                                                                                                                                            |       | 单项名称 BUILDING NAME     |  | 校 对<br>CHECKER                         |  | 校 对<br>CHECKER  |  |                     |  | 版别<br>REVISION             |  | A                                 |  | 工程编号<br>PROJECT NO.                         |  | ZS26-                |  |
|                                                                                                                                                                                                                                                                                                                            |       |                        |  | 设 计<br>DESIGNER                        |  | 设 计<br>DESIGNER |  |                     |  | 日期<br>DATE                 |  | 2026.09                           |  | 图号<br>DWG. NO.                              |  | ZS-00                |  |
| 序号<br>NO.                                                                                                                                                                                                                                                                                                                  |       | 图 号<br>DWG. NO.        |  | 设 计 文 件 名 称<br>NAME OF DESIGN DOCUMENT |  | 图幅<br>SIZE      |  | 张数<br>QUANTITY      |  | 有效版别<br>EFFECTIVE REVISION |  | 图纸版别<br>版别                        |  | 变更历史记录<br>DWG. REVISION / 日期<br>DATE(yy.mm) |  | DWG. REVISION UPDATE |  |
|                                                                                                                                                                                                                                                                                                                            | ZS-01 | 设计说明一                  |  |                                        |  |                 |  |                     |  |                            |  |                                   |  |                                             |  |                      |  |
|                                                                                                                                                                                                                                                                                                                            | ZS-02 | 设计说明二                  |  |                                        |  |                 |  |                     |  |                            |  |                                   |  |                                             |  |                      |  |
|                                                                                                                                                                                                                                                                                                                            | ZS-03 | 设计说明三                  |  |                                        |  |                 |  |                     |  |                            |  |                                   |  |                                             |  |                      |  |
|                                                                                                                                                                                                                                                                                                                            | ZS-04 | 设计说明四                  |  |                                        |  |                 |  |                     |  |                            |  |                                   |  |                                             |  |                      |  |
|                                                                                                                                                                                                                                                                                                                            | ZS-05 | 设计说明五                  |  |                                        |  |                 |  |                     |  |                            |  |                                   |  |                                             |  |                      |  |
|                                                                                                                                                                                                                                                                                                                            | ZS-06 | 设计说明六                  |  |                                        |  |                 |  |                     |  |                            |  |                                   |  |                                             |  |                      |  |
|                                                                                                                                                                                                                                                                                                                            | ZS-07 | 设计说明七                  |  |                                        |  |                 |  |                     |  |                            |  |                                   |  |                                             |  |                      |  |
|                                                                                                                                                                                                                                                                                                                            | ZS-08 | 设计说明八                  |  |                                        |  |                 |  |                     |  |                            |  |                                   |  |                                             |  |                      |  |
|                                                                                                                                                                                                                                                                                                                            | ZS-09 | 设计说明九                  |  |                                        |  |                 |  |                     |  |                            |  |                                   |  |                                             |  |                      |  |
|                                                                                                                                                                                                                                                                                                                            | ZS-10 | 设计说明十                  |  |                                        |  |                 |  |                     |  |                            |  |                                   |  |                                             |  |                      |  |
|                                                                                                                                                                                                                                                                                                                            | ZS-11 | 设计说明十一                 |  |                                        |  |                 |  |                     |  |                            |  |                                   |  |                                             |  |                      |  |
|                                                                                                                                                                                                                                                                                                                            | ZS-12 | 设计说明十二                 |  |                                        |  |                 |  |                     |  |                            |  |                                   |  |                                             |  |                      |  |
|                                                                                                                                                                                                                                                                                                                            | ZS-13 | 设计说明十三                 |  |                                        |  |                 |  |                     |  |                            |  |                                   |  |                                             |  |                      |  |
|                                                                                                                                                                                                                                                                                                                            | ZS-14 | 设计说明十四                 |  |                                        |  |                 |  |                     |  |                            |  |                                   |  |                                             |  |                      |  |
|                                                                                                                                                                                                                                                                                                                            | ZS-15 | 设计说明十五                 |  |                                        |  |                 |  |                     |  |                            |  |                                   |  |                                             |  |                      |  |
|                                                                                                                                                                                                                                                                                                                            | ZS-16 | 1#101室平面图              |  |                                        |  |                 |  |                     |  |                            |  |                                   |  |                                             |  |                      |  |
|                                                                                                                                                                                                                                                                                                                            | ZS-17 | 2#202室平面图              |  |                                        |  |                 |  |                     |  |                            |  |                                   |  |                                             |  |                      |  |
|                                                                                                                                                                                                                                                                                                                            | ZS-18 | 5#101室平面图              |  |                                        |  |                 |  |                     |  |                            |  |                                   |  |                                             |  |                      |  |
|                                                                                                                                                                                                                                                                                                                            | ZS-19 | 54#203室平面图             |  |                                        |  |                 |  |                     |  |                            |  |                                   |  |                                             |  |                      |  |
|                                                                                                                                                                                                                                                                                                                            | ZS-20 | 59#503室平面图             |  |                                        |  |                 |  |                     |  |                            |  |                                   |  |                                             |  |                      |  |
|                                                                                                                                                                                                                                                                                                                            | ZS-21 | 81#202室平面图             |  |                                        |  |                 |  |                     |  |                            |  |                                   |  |                                             |  |                      |  |
|                                                                                                                                                                                                                                                                                                                            | ZS-22 | 89#201室平面图             |  |                                        |  |                 |  |                     |  |                            |  |                                   |  |                                             |  |                      |  |
|                                                                                                                                                                                                                                                                                                                            | ZS-23 | 89#602室平面图             |  |                                        |  |                 |  |                     |  |                            |  |                                   |  |                                             |  |                      |  |
|                                                                                                                                                                                                                                                                                                                            | ZS-24 | 112#302室平面图            |  |                                        |  |                 |  |                     |  |                            |  |                                   |  |                                             |  |                      |  |
|                                                                                                                                                                                                                                                                                                                            |       |                        |  |                                        |  |                 |  |                     |  |                            |  |                                   |  |                                             |  |                      |  |
|                                                                                                                                                                                                                                                                                                                            |       |                        |  |                                        |  |                 |  |                     |  |                            |  |                                   |  |                                             |  |                      |  |
|                                                                                                                                                                                                                                                                                                                            |       |                        |  |                                        |  |                 |  |                     |  |                            |  |                                   |  |                                             |  |                      |  |
|                                                                                                                                                                                                                                                                                                                            |       |                        |  |                                        |  |                 |  |                     |  |                            |  |                                   |  |                                             |  |                      |  |
|                                                                                                                                                                                                                                                                                                                            |       |                        |  |                                        |  |                 |  |                     |  |                            |  |                                   |  |                                             |  |                      |  |
|                                                                                                                                                                                                                                                                                                                            |       |                        |  |                                        |  |                 |  |                     |  |                            |  |                                   |  |                                             |  |                      |  |
|                                                                                                                                                                                                                                                                                                                            |       |                        |  |                                        |  |                 |  |                     |  |                            |  |                                   |  |                                             |  |                      |  |
|                                                                                                                                                                                                                                                                                                                            |       |                        |  |                                        |  |                 |  |                     |  |                            |  |                                   |  |                                             |  |                      |  |



[illegible]

[illegible]



|                               |                               |                               |                                                                               |                                                                               |                                                              |                                                                               |                                                               |                                                                               |                           |          |
|-------------------------------|-------------------------------|-------------------------------|-------------------------------------------------------------------------------|-------------------------------------------------------------------------------|--------------------------------------------------------------|-------------------------------------------------------------------------------|---------------------------------------------------------------|-------------------------------------------------------------------------------|---------------------------|----------|
| 总图<br>MP                      |                               | 房号                            | 修缮内容                                                                          | 工艺做法                                                                          | 房号                                                           | 修缮内容                                                                          | 工艺做法                                                          |                                                                               |                           |          |
| 工艺<br>TECH.                   | 127#201室/<br>图纸参考<br>112#302室 |                               | 墙面涂料修缮                                                                        | 铲除原内墙涂料，新做内墙腻子及内墙涂料（一底二面），层高2700mm                                            | 130#101室/<br>图纸参考<br>112#302室                                | 墙面涂料修缮                                                                        | 铲除原内墙涂料，新做内墙腻子及内墙涂料（一底二面），层高2700mm                            |                                                                               |                           |          |
|                               |                               |                               | 顶面涂料修缮                                                                        | 铲除原顶面涂料，新做顶面腻子及顶面涂料（一底二面）                                                     |                                                              | 顶面涂料修缮                                                                        | 铲除原顶面涂料，新做顶面腻子及顶面涂料（一底二面）                                     |                                                                               |                           |          |
| 建筑<br>ARCH.                   |                               | 厨房修缮                          | 原墙面砖拆除至基层，新做2厚水泥基防水涂料、新做20厚水泥砂浆找平层高2700mm；原地面砖拆除至基层，新做2厚水泥基防水涂料、30厚水泥砂浆找平层。   | 厨房修缮                                                                          |                                                              | 原墙面面层拆除至基层，新做2厚水泥基防水涂料、新做20厚水泥砂浆找平层高2700mm；原地面面层拆除至基层，新做2厚水泥基防水涂料、30厚水泥砂浆找平层。 |                                                               |                                                                               |                           |          |
|                               |                               |                               | 卫生间修缮                                                                         |                                                                               |                                                              | 原墙面砖拆除至基层，新做2厚水泥基防水涂料、新做20厚水泥砂浆找平层高2700mm；原地面砖拆除至基层，新做2厚水泥基防水涂料、30厚水泥砂浆找平层。   | 卫生间修缮                                                         | 原墙面面层拆除至基层，新做2厚水泥基防水涂料、新做20厚水泥砂浆找平层高2700mm；原地面面层拆除至基层，新做2厚水泥基防水涂料、30厚水泥砂浆找平层。 |                           |          |
|                               |                               | 主卧室窗户修缮                       |                                                                               | 主卧室窗户拆除，新做彩铝中空钢化玻璃窗（6+12A+6），尺寸1600*1400mm。                                   |                                                              | 卫生间顶面防水修缮                                                                     |                                                               | 顶面漏水处采用打针注浆方式，现场确认漏水点钻孔，高压注浆（聚氨酯或丙烯酸酯等化学注浆液）施工工艺（约8个点打针注浆）。                   |                           |          |
| 给排水<br>WATER                  | 127#502室/<br>图纸参考<br>112#302室 |                               | 墙面涂料修缮                                                                        | 铲除原内墙涂料，新做内墙腻子及内墙涂料（一底二面），层高2700mm                                            | 179套房<br>屋同损坏<br>内容等零星维修                                     | 卫生间马桶更换修缮                                                                     | 原马桶拆除，新做成品马桶（含马桶盖等配件），数量共45套。                                 |                                                                               |                           |          |
|                               |                               |                               | 顶面涂料修缮                                                                        | 铲除原顶面涂料，新做顶面腻子及顶面涂料（一底二面）                                                     |                                                              | 卫生间损坏马桶配件修缮                                                                   | 更换马桶盖、水箱及配件等共134套                                             |                                                                               |                           |          |
| 强电<br>ELEC.                   |                               | 厨房修缮                          | 原墙面砖拆除至基层，新做2厚水泥基防水涂料、新做20厚水泥砂浆找平层高2700mm；原地面砖拆除至基层，新做2厚水泥基防水涂料、30厚水泥砂浆找平层。   | 厨房水斗更换修缮                                                                      |                                                              | 更换成品水斗（含龙头、下水管等配件），数量共30套。                                                    |                                                               |                                                                               |                           |          |
|                               |                               |                               | 卫生间修缮                                                                         | 原墙面砖拆除至基层，新做2厚水泥基防水涂料、新做20厚水泥砂浆找平层高2700mm；原地面砖拆除至基层，新做2厚水泥基防水涂料、30厚水泥砂浆找平层。   |                                                              | 厨房水斗损坏配件修缮                                                                    | 更换水斗龙头、下水管等配件共89套                                             |                                                                               |                           |          |
|                               |                               | 北房间地面修缮                       |                                                                               | 原室地面面层拆除至基层，新做30厚水泥砂浆基层，面积暂估20m²（具体工程量按照现场实际）。                                |                                                              | 入户防盗门更换修缮                                                                     | 更换成品防盗门1000*2100（含门锁等配件），数量约20樘。                              |                                                                               |                           |          |
| 动力<br>DYNAMIC                 | 128#501室/<br>图纸参考<br>112#302室 |                               | 墙面涂料修缮                                                                        | 铲除原内墙涂料，新做内墙腻子及内墙涂料（一底二面），层高2700mm                                            |                                                              | 入户防盗门损坏修缮                                                                     | 更换防盗门门锁及门把手等配件，数量共104套。                                       |                                                                               |                           |          |
|                               |                               |                               | 顶面涂料修缮                                                                        | 铲除原顶面涂料，新做顶面腻子及顶面涂料（一底二面）                                                     |                                                              | 室内木门更换修缮                                                                      | 更换室内成品木门900*2100，数量共50樘。                                      |                                                                               |                           |          |
| 建筑<br>ARCH.                   |                               | 厨房修缮                          | 原墙面面层拆除至基层，新做2厚水泥基防水涂料、新做20厚水泥砂浆找平层高2700mm；原地面面层拆除至基层，新做2厚水泥基防水涂料、30厚水泥砂浆找平层。 | 室内木门油漆及配件修缮                                                                   |                                                              | 原室内木门新做油漆（内外2面）900*2100，门锁更换。                                                 |                                                               |                                                                               |                           |          |
|                               |                               |                               | 卫生间修缮                                                                         | 原墙面面层拆除至基层，新做2厚水泥基防水涂料、新做20厚水泥砂浆找平层高2700mm；原地面面层拆除至基层，新做2厚水泥基防水涂料、30厚水泥砂浆找平层。 |                                                              | 阳台栏杆油漆                                                                        | 所有房屋阳台栏杆新做防锈漆（具体以现场实际为准）。                                     |                                                                               |                           |          |
|                               |                               | 室内墙面开裂修缮                      |                                                                               | 铲除原砂浆基层，新做20厚水泥砂浆，面积暂估30m²（具体以现场实际为准）                                         |                                                              | 厨房烟道                                                                          | 厨房烟道防火阀门更换119只。                                               |                                                                               |                           |          |
| 暖通<br>HVAC.                   | 128#502室/<br>图纸参考<br>112#302室 |                               | 次卫生间玻璃门修缮                                                                     | 次卫生间玻璃门拆除，新做彩铝中空钢化玻璃窗（6+12A+6），尺寸800*2100mm。                                  | 房间内开关修缮                                                      | 房间内单联开关更换952只。                                                                |                                                               |                                                                               |                           |          |
|                               |                               |                               | 次卫生间玻璃窗修缮                                                                     | 次卫生间玻璃窗拆除，新做彩铝中空钢化玻璃窗（6+12A+6），尺寸1200*1400mm。                                 | 房间内插座修缮                                                      | 房间内86型暗插座10A更换2380只。                                                          |                                                               |                                                                               |                           |          |
| 弱电<br>ELV.                    |                               | 墙面涂料修缮                        | 铲除原内墙涂料，新做内墙腻子及内墙涂料（一底二面），层高2700mm                                            | 房间内灯具修缮                                                                       | 房间内LED节能灯更换1309只。                                            |                                                                               |                                                               |                                                                               |                           |          |
|                               |                               |                               | 顶面涂料修缮                                                                        | 铲除原顶面涂料，新做顶面腻子及顶面涂料（一底二面）                                                     | 窗户修缮                                                         | 原窗户修缮打密封胶约595米。                                                               |                                                               |                                                                               |                           |          |
|                               |                               | 室内墙面开裂修缮                      | 铲除原砂浆基层，新做20厚水泥砂浆，面积暂估30m²（具体以现场实际为准）                                         | 门窗五金件修缮                                                                       | 原门窗五金件更换1项（具体以现场实际为准）。                                       |                                                                               |                                                               |                                                                               |                           |          |
|                               |                               |                               | 次卫生间玻璃门修缮                                                                     | 次卫生间玻璃门拆除，新做彩铝中空钢化玻璃窗（6+12A+6），尺寸800*2100mm。                                  |                                                              |                                                                               |                                                               |                                                                               |                           |          |
| 128#601室/<br>图纸参考<br>112#302室 |                               | 墙面涂料修缮                        | 铲除原内墙涂料，新做内墙腻子及内墙涂料（一底二面），层高2700mm                                            | 厨房、卫生间、卧室等顶面防水修缮                                                              | 顶面漏水处采用打针注浆方式，现场确认漏水点钻孔，高压注浆（聚氨酯或丙烯酸酯等化学注浆液）施工工艺（约25个点打针注浆）。 |                                                                               |                                                               |                                                                               |                           |          |
|                               |                               |                               | 顶面涂料修缮                                                                        |                                                                               |                                                              |                                                                               |                                                               |                                                                               | 铲除原顶面涂料，新做顶面腻子及顶面涂料（一底二面） | 局部墙体渗水修缮 |
|                               |                               | 卫生间玻璃门修缮                      | 卫生间玻璃门拆除，新做彩铝中空钢化玻璃窗（6+12A+6），尺寸800*2100mm。                                   | 卫生间玻璃门修缮                                                                      | 卫生间玻璃门拆除，新做彩铝中空钢化玻璃窗（6+12A+6），尺寸800*2100mm。                  |                                                                               |                                                               |                                                                               |                           |          |
|                               |                               | 室内墙面脱落处修缮                     | 铲除原砂浆基层，新做20厚水泥砂浆，面积暂估30m²（具体以现场实际为准）                                         | 室内墙面脱落处修缮                                                                     | 铲除原砂浆基层，新做20厚水泥砂浆，面积暂估30m²（具体以现场实际为准）                        |                                                                               |                                                               |                                                                               |                           |          |
|                               |                               | 128#602室/<br>图纸参考<br>112#302室 |                                                                               | 墙面涂料修缮                                                                        | 铲除原内墙涂料，新做内墙腻子及内墙涂料（一底二面），层高2700mm                           | 厨房、卫生间、卧室等顶面防水修缮                                                              | 顶面漏水处采用打针注浆方式，现场确认漏水点钻孔，高压注浆（聚氨酯或丙烯酸酯等化学注浆液）施工工艺（约120个点打针注浆）。 |                                                                               |                           |          |
| 顶面涂料修缮                        | 铲除原顶面涂料，新做顶面腻子及顶面涂料（一底二面）     |                               |                                                                               |                                                                               | 次卫生间玻璃门修缮                                                    |                                                                               |                                                               |                                                                               |                           |          |
|                               | 室内墙面脱落处修缮                     |                               | 铲除原砂浆基层，新做20厚水泥砂浆，面积暂估30m²（具体以现场实际为准）                                         |                                                                               |                                                              |                                                                               |                                                               |                                                                               |                           |          |
|                               |                               |                               |                                                                               |                                                                               |                                                              |                                                                               |                                                               |                                                                               |                           |          |



上海轻工业工程设计研究院有限公司

SHANGHAI LIGHT INDUSTRY ENGINEERING  
DESIGN & RESEARCH INSTITUTE CO. LTD

工程设计建筑行业（建筑工程专业）甲级证书号: GRADE A: A231003826  
轻工工程行业食品发酵烟草工程专业甲级 轻工工程行业家用电器及日用机械工程专业甲级

建设单位    CONSTRUCTION UNIT

上海颀元置业有限公司

项目名称    PROJECT NAME

鑫峰苑小区179套马桥拆迁安置房室内维修工程

单项名称    BUILDING NAME

图纸名称    DWG. TITLE

设计说明十五

|                           |             |                  |
|---------------------------|-------------|------------------|
| 职 责<br>RESPONSIBILITY     | 姓 名<br>NAME | 签 字<br>SIGNATURE |
| 项目负责人<br>PROJECT CHIEF    |             |                  |
| 专业负责人<br>DISCIPLINE CHIEF |             |                  |
| 审 定<br>CHIEF ENGINEER     |             |                  |
| 审 核<br>SUPERVISOR         |             |                  |
| 校 对<br>CHECKER            |             |                  |
| 设 计<br>DESIGNER           |             |                  |


工程编号    PROJECT NO.    ZS26-

|                    |     |                 |          |
|--------------------|-----|-----------------|----------|
| 设计专业<br>DISCIPLINE | 装 饰 | 比 例<br>SCALE    | 1:100    |
| 阶 段<br>STAGE       | 施工图 | 日 期<br>DATE     | 2026. 10 |
| 版 别<br>REVISION    | A   | 图 号<br>DWG. NO. | ZS-15    |

本图须加盖本院出图签章,否则一律无效

Invalid Without Stamp

|               |  |
|---------------|--|
| 总图<br>MP      |  |
| 工艺<br>TECH.   |  |
| 建筑<br>ARCH.   |  |
| 结构<br>STRU.   |  |
| 给排水<br>WATER  |  |
| 强电<br>ELEC.   |  |
| 动力<br>DYNAMIC |  |
| 暖通<br>HVAC.   |  |
| 弱电<br>ELV.    |  |
|               |  |

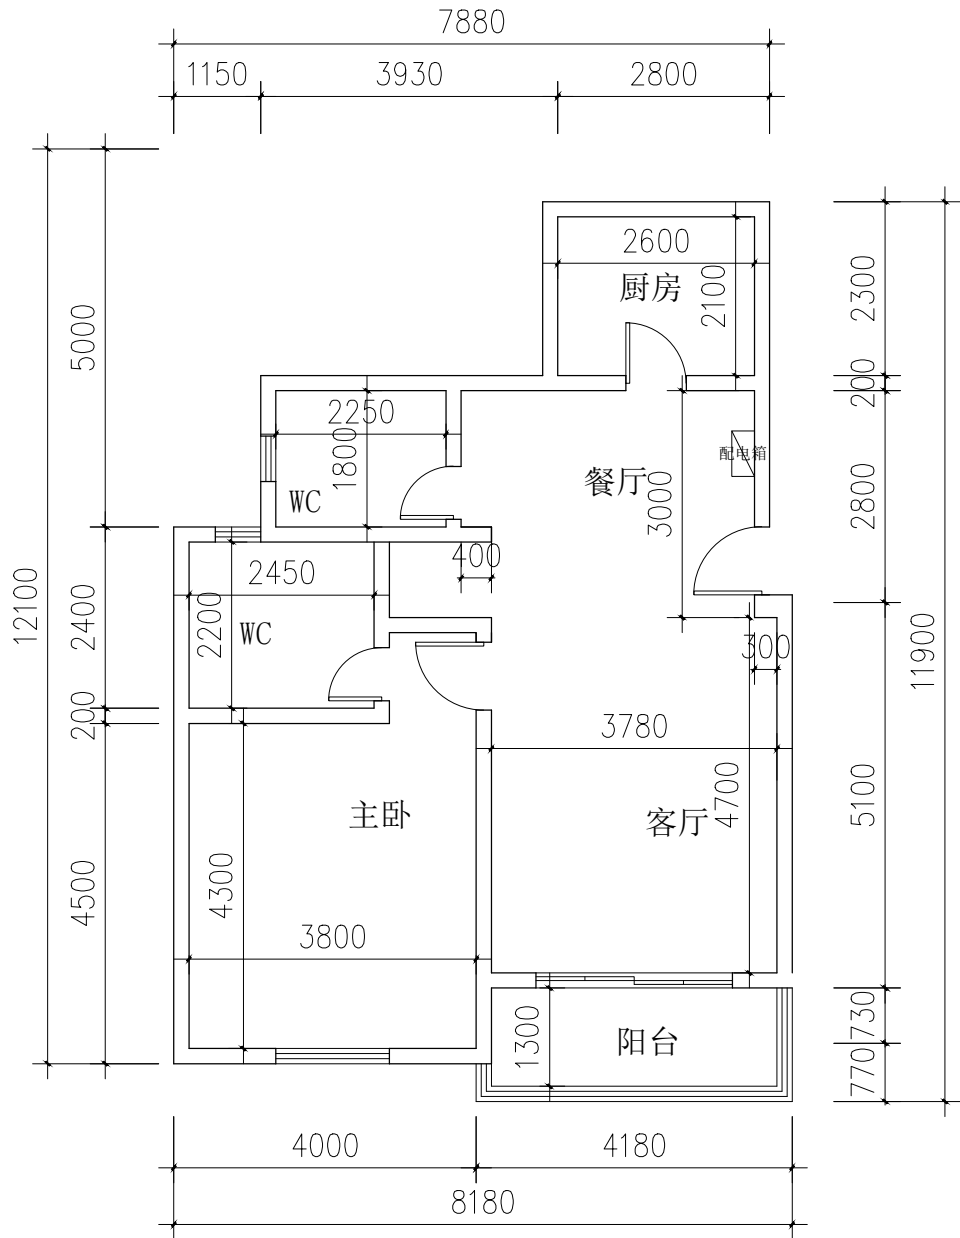

1#101室平面图 1：100



上海轻工业工程设计研究院有限公司

SHANGHAI LIGHT INDUSTRY ENGINEERING  
DESIGN & RESEARCH INSTITUTE CO. LTD

工程设计建筑行业（建筑工程专业）甲级证书号：GRADE A：A231003826

轻工工程行业食品发酵烟草工程专业甲级 轻工工程行业家用电器及日用机械工程专业甲级

建设单位 CONSTRUCTION UNIT

上海颀元置业有限公司

项目名称 PROJECT NAME

鑫峰苑小区179套马桥拆迁安置房室内维修工程

单项名称 BUILDING NAME

图纸名称 DWG. TITLE


1#101室平面图

| 职 责<br>RESPONSIBILITY     | 姓 名<br>NAME | 签 字<br>SIGNATURE |
|---------------------------|-------------|------------------|
| 项目负责人<br>PROJECT CHIEF    |             |                  |
| 专业负责人<br>DISCIPLINE CHIEF |             |                  |
| 审 定<br>CHIEF ENGINEER     |             |                  |
| 审 核<br>SUPERVISOR         |             |                  |
| 校 对<br>CHECKER            |             |                  |
| 设 计<br>DESIGNER           |             |                  |

|                    |     |                 |          |
|--------------------|-----|-----------------|----------|
| 工程编号               |     | PROJECT NO.     | ZS26-    |
| 设计专业<br>DISCIPLINE | 装饰  | 比 例<br>SCALE    | 1:100    |
| 阶 段<br>STAGE       | 施工图 | 日 期<br>DATE     | 2026. 10 |
| 版 别<br>REVISION    | A   | 图 号<br>DWG. NO. | ZS-16    |

本图须加盖本院出图签章, 否则一律无效  
Invalid Without Stamp

|               |  |
|---------------|--|
| 总图<br>MP      |  |
| 工艺<br>TECH.   |  |
| 建筑<br>ARCH.   |  |
| 结构<br>STRU.   |  |
| 给排水<br>WATER  |  |
| 强电<br>ELEC.   |  |
| 动力<br>DYNAMIC |  |
| 暖通<br>HVAC.   |  |
| 弱电<br>ELV.    |  |
|               |  |

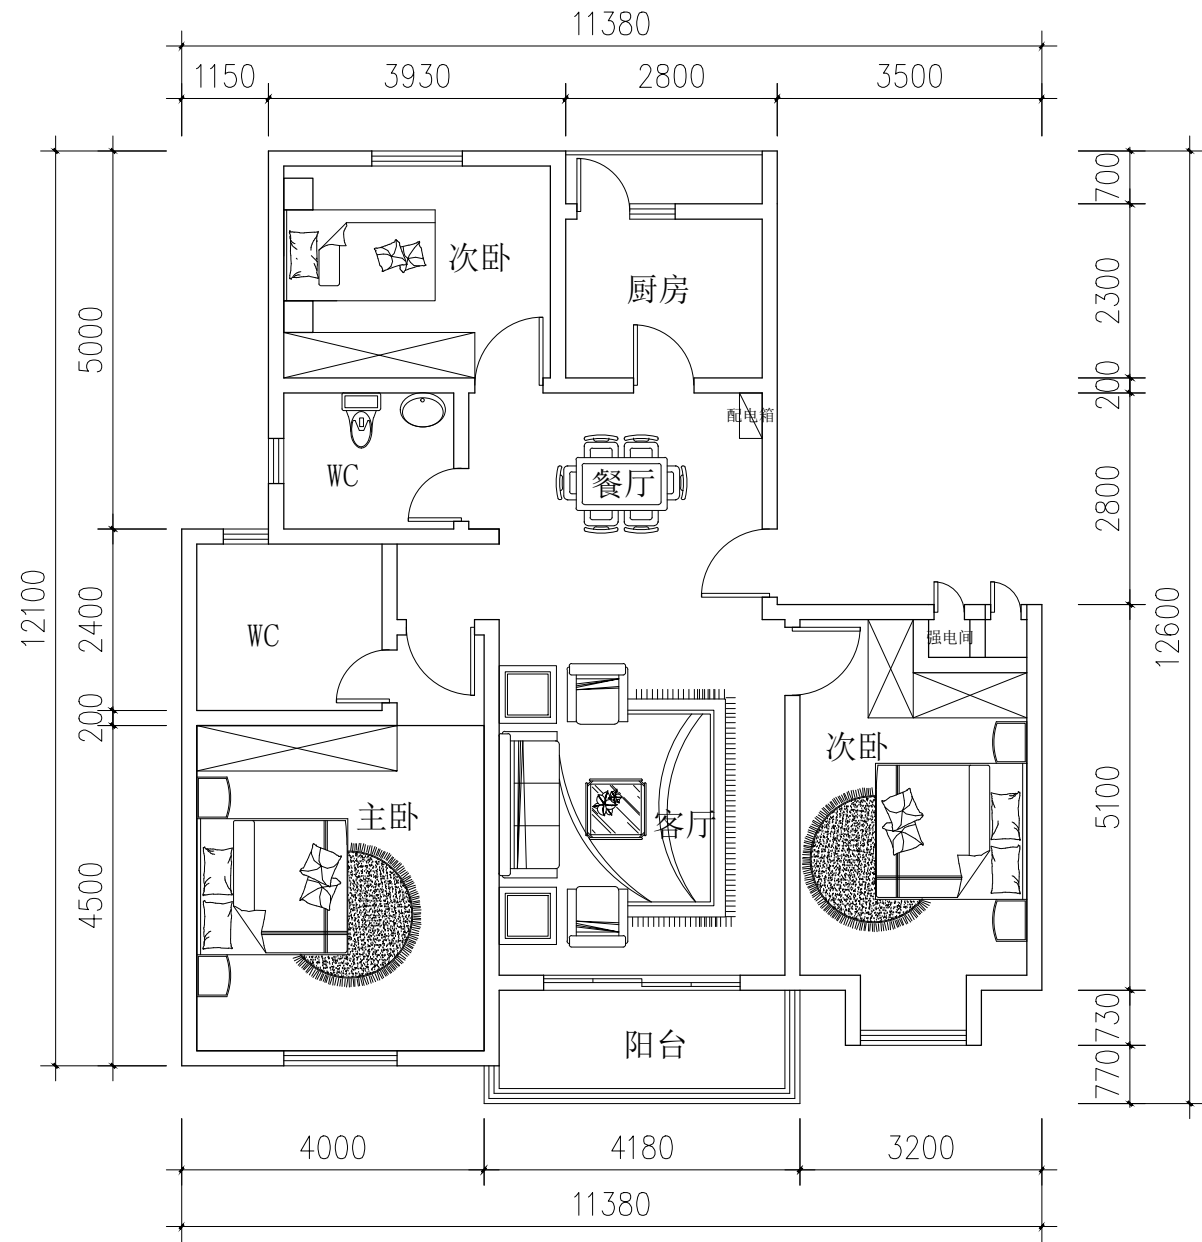

2#202室平面图 1: 100



上海轻工业工程设计研究院有限公司

SHANGHAI LIGHT INDUSTRY ENGINEERING  
DESIGN & RESEARCH INSTITUTE CO. LTD

工程设计建筑行业（建筑工程专业）甲级证书号：GRADE A：A231003826

轻工工程行业食品发酵烟草工程专业甲级 轻工工程行业家用电器及日用机械工程专业甲级

建设单位 CONSTRUCTION UNIT

上海颀元置业有限公司

项目名称 PROJECT NAME

鑫峰苑小区179套马桥拆迁安置房室内维修工程

单项名称 BUILDING NAME

图纸名称 DWG. TITLE

2#202室平面图


| 职 责<br>RESPONSIBILITY     | 姓 名<br>NAME | 签 字<br>SIGNATURE |
|---------------------------|-------------|------------------|
| 项目负责人<br>PROJECT CHIEF    |             |                  |
| 专业负责人<br>DISCIPLINE CHIEF |             |                  |
| 审 定<br>CHIEF ENGINEER     |             |                  |
| 审 核<br>SUPERVISOR         |             |                  |
| 校 对<br>CHECKER            |             |                  |
| 设 计<br>DESIGNER           |             |                  |

工程编号 PROJECT NO. ZS26-

|                    |     |                 |          |
|--------------------|-----|-----------------|----------|
| 设计专业<br>DISCIPLINE | 装饰  | 比 例<br>SCALE    | 1:100    |
| 阶 段<br>STAGE       | 施工图 | 日 期<br>DATE     | 2026. 10 |
| 版 别<br>REVISION    | A   | 图 号<br>DWG. NO. | ZS-17    |

本图须加盖本院出图签章, 否则一律无效  
Invalid Without Stamp

|               |  |
|---------------|--|
| 总图<br>MP      |  |
| 工艺<br>TECH.   |  |
| 建筑<br>ARCH.   |  |
| 结构<br>STRU.   |  |
| 给排水<br>WATER  |  |
| 强电<br>ELEC.   |  |
| 动力<br>DYNAMIC |  |
| 暖通<br>HVAC.   |  |
| 弱电<br>ELV.    |  |
|               |  |

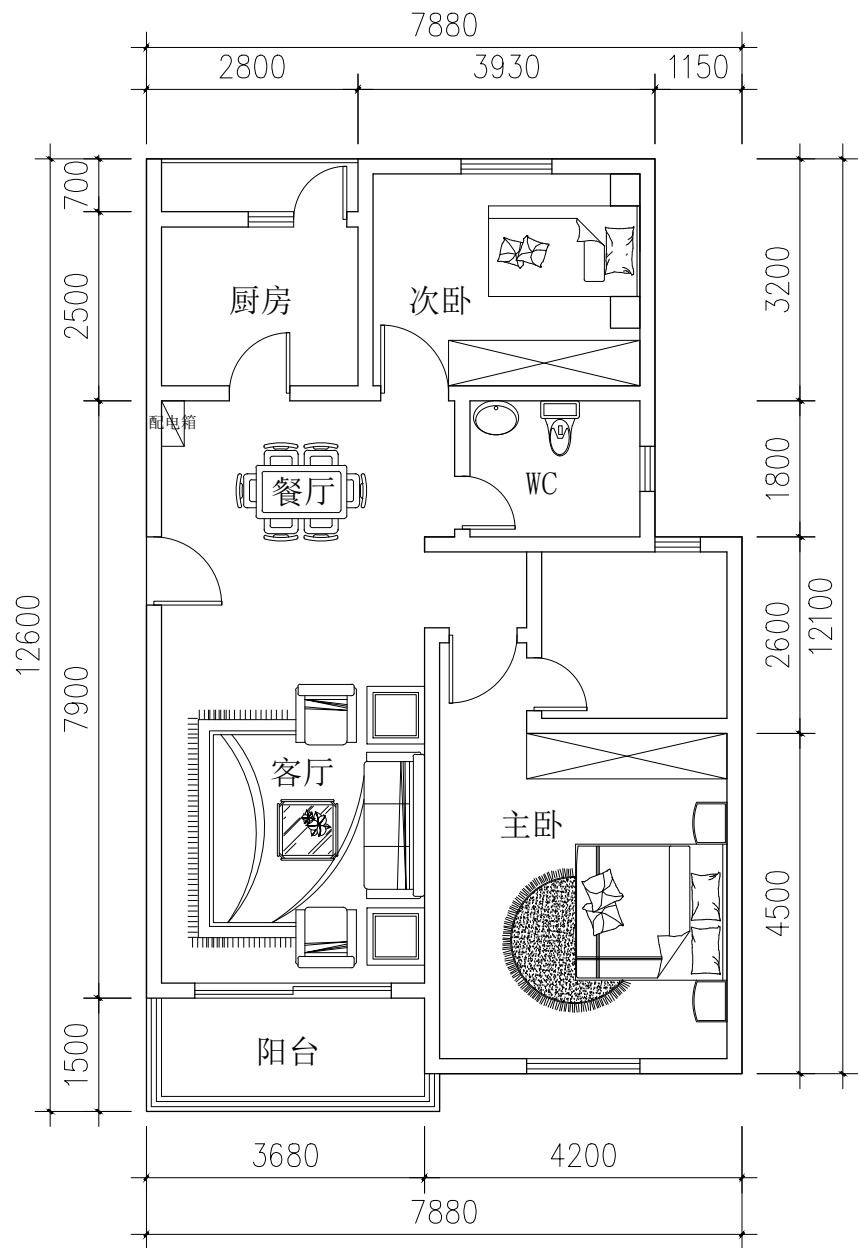

5#101室平面图 1: 100



上海轻工业工程设计研究院有限公司

SHANGHAI LIGHT INDUSTRY ENGINEERING  
DESIGN & RESEARCH INSTITUTE CO. LTD

工程设计建筑行业（建筑工程专业）甲级证书号：GRADE A：A231003826

轻工工程行业食品发酵烟草工程专业甲级 轻工工程行业家用电器及日用机械工程专业甲级

建设单位 CONSTRUCTION UNIT

上海颀元置业有限公司

项目名称 PROJECT NAME

鑫峰苑小区179套马桥拆迁安置房室内维修工程

单项名称 BUILDING NAME

图纸名称 DWG. TITLE

5#101室平面图


| 职 责<br>RESPONSIBILITY     | 姓 名<br>NAME | 签 字<br>SIGNATURE |
|---------------------------|-------------|------------------|
| 项目负责人<br>PROJECT CHIEF    |             |                  |
| 专业负责人<br>DISCIPLINE CHIEF |             |                  |
| 审 定<br>CHIEF ENGINEER     |             |                  |
| 审 核<br>SUPERVISOR         |             |                  |
| 校 对<br>CHECKER            |             |                  |
| 设 计<br>DESIGNER           |             |                  |

工程编号 PROJECT NO. ZS26-

|                    |     |                 |          |
|--------------------|-----|-----------------|----------|
| 设计专业<br>DISCIPLINE | 装饰  | 比 例<br>SCALE    | 1:100    |
| 阶 段<br>STAGE       | 施工图 | 日 期<br>DATE     | 2026. 10 |
| 版 别<br>REVISION    | A   | 图 号<br>DWG. NO. | ZS-18    |

本图须加盖本院出图签章, 否则一律无效  
Invalid Without Stamp

|               |  |
|---------------|--|
| 总图<br>MP      |  |
| 工艺<br>TECH.   |  |
| 建筑<br>ARCH.   |  |
| 结构<br>STRU.   |  |
| 给排水<br>WATER  |  |
| 强电<br>ELEC.   |  |
| 动力<br>DYNAMIC |  |
| 暖通<br>HVAC.   |  |
| 弱电<br>ELV.    |  |
|               |  |

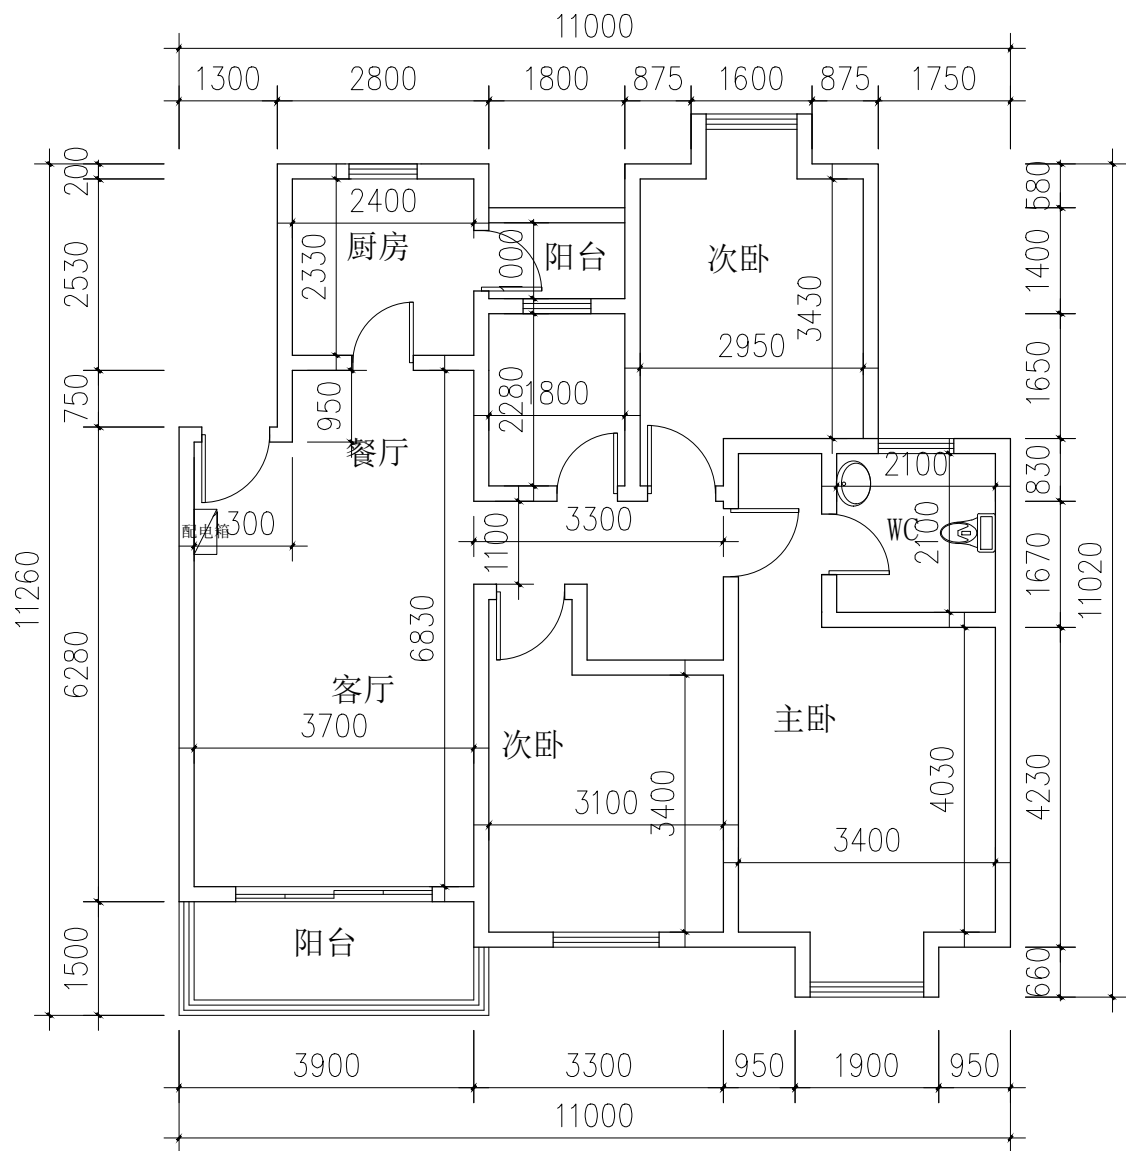

54#203室平面图 1：100



上海轻工业工程设计研究院有限公司  
SHANGHAI LIGHT INDUSTRY ENGINEERING  
DESIGN & RESEARCH INSTITUTE CO. LTD

工程设计建筑行业（建筑工程专业）甲级证书号：GRADE A：A231003826  
轻工工程行业食品发酵烟草工程专业甲级 轻工工程行业家用电器及日用机械工程专业甲级

建设单位 CONSTRUCTION UNIT  
  
上海颀元置业有限公司

项目名称 PROJECT NAME  
  
鑫峰苑小区179套马桥拆迁安置房室内维修工程

单项名称 BUILDING NAME


图纸名称 DWG. TITLE  
  
54#203室平面图

| 职 责<br>RESPONSIBILITY     | 姓 名<br>NAME | 签 字<br>SIGNATURE |
|---------------------------|-------------|------------------|
| 项目负责人<br>PROJECT CHIEF    |             |                  |
| 专业负责人<br>DISCIPLINE CHIEF |             |                  |
| 审 定<br>CHIEF ENGINEER     |             |                  |
| 审 核<br>SUPERVISOR         |             |                  |
| 校 对<br>CHECKER            |             |                  |
| 设 计<br>DESIGNER           |             |                  |

|                     |       |                 |          |
|---------------------|-------|-----------------|----------|
| 工程编号<br>PROJECT NO. | ZS26- |                 |          |
| 设计专业<br>DISCIPLINE  | 装饰    | 比 例<br>SCALE    | 1:100    |
| 阶 段<br>STAGE        | 施工图   | 日 期<br>DATE     | 2026. 10 |
| 版 别<br>REVISION     | A     | 图 号<br>DWG. NO. | ZS-19    |

本图须加盖本院出图签章, 否则一律无效  
Invalid Without Stamp

|               |  |
|---------------|--|
| 总图<br>MP      |  |
| 工艺<br>TECH.   |  |
| 建筑<br>ARCH.   |  |
| 结构<br>STRU.   |  |
| 给排水<br>WATER  |  |
| 强电<br>ELEC.   |  |
| 动力<br>DYNAMIC |  |
| 暖通<br>HVAC.   |  |
| 弱电<br>ELV.    |  |
|               |  |

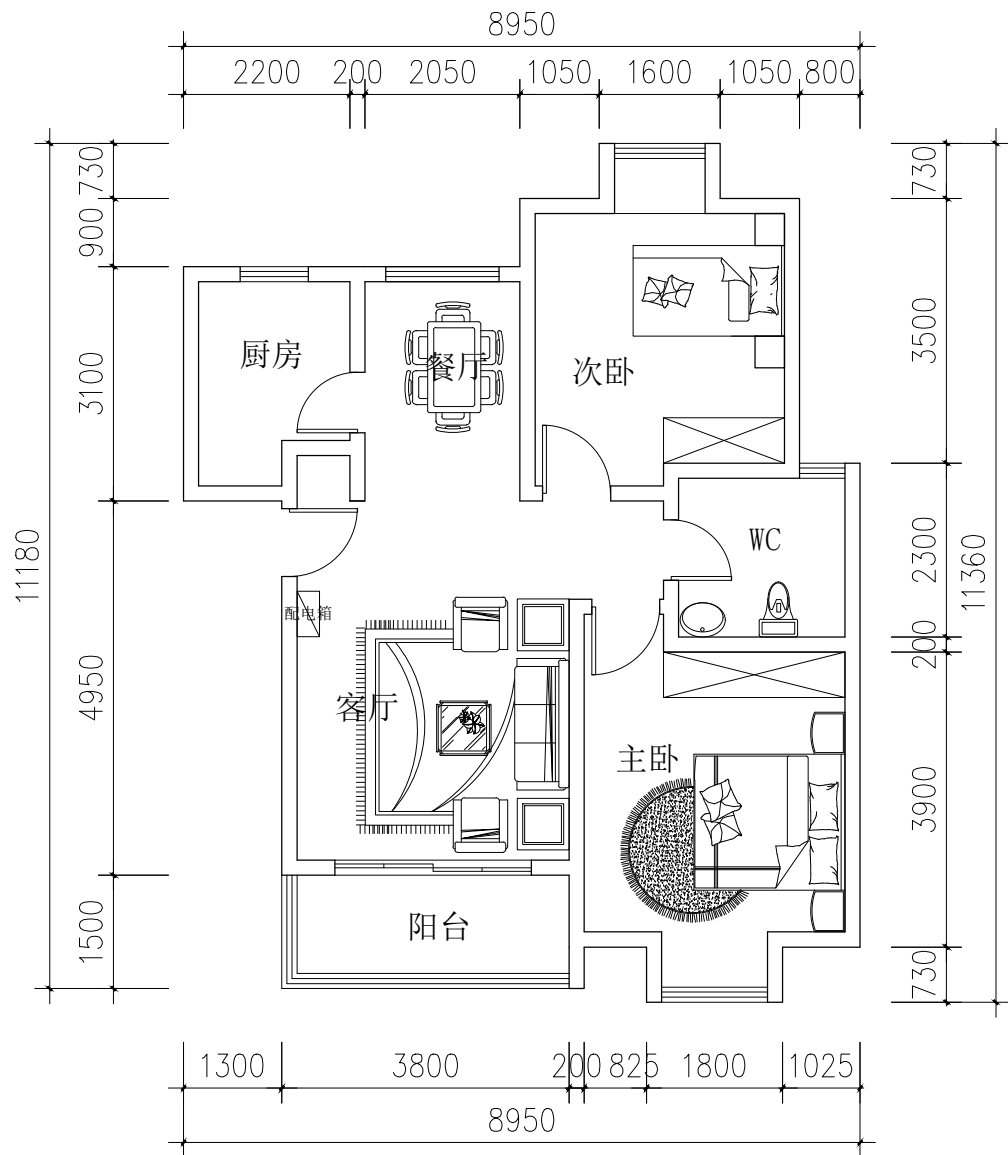

59#503室平面图 1: 100



上海轻工业工程设计研究院有限公司

SHANGHAI LIGHT INDUSTRY ENGINEERING  
DESIGN & RESEARCH INSTITUTE CO. LTD

工程设计建筑行业（建筑工程专业）甲级证书号：GRADE A：A231003826

轻工工程行业食品发酵烟草工程专业甲级 轻工工程行业家用电器及日用机械工程专业甲级

建设单位 CONSTRUCTION UNIT

上海颀元置业有限公司

项目名称 PROJECT NAME

鑫峰苑小区179套马桥拆迁安置房室内维修工程

单项名称 BUILDING NAME

图纸名称 DWG. TITLE

59#503室平面图


| 职 责<br>RESPONSIBILITY     | 姓 名<br>NAME | 签 字<br>SIGNATURE |
|---------------------------|-------------|------------------|
| 项目负责人<br>PROJECT CHIEF    |             |                  |
| 专业负责人<br>DISCIPLINE CHIEF |             |                  |
| 审 定<br>CHIEF ENGINEER     |             |                  |
| 审 核<br>SUPERVISOR         |             |                  |
| 校 对<br>CHECKER            |             |                  |
| 设 计<br>DESIGNER           |             |                  |

工程编号 PROJECT NO. ZS26-

|                    |     |                 |          |
|--------------------|-----|-----------------|----------|
| 设计专业<br>DISCIPLINE | 装饰  | 比 例<br>SCALE    | 1:100    |
| 阶 段<br>STAGE       | 施工图 | 日 期<br>DATE     | 2026. 10 |
| 版 别<br>REVISION    | A   | 图 号<br>DWG. NO. | ZS-20    |

本图须加盖本院出图签章, 否则一律无效  
Invalid Without Stamp

|               |  |
|---------------|--|
| 总图<br>MP      |  |
| 工艺<br>TECH.   |  |
| 建筑<br>ARCH.   |  |
| 结构<br>STRU.   |  |
| 给排水<br>WATER  |  |
| 强电<br>ELEC.   |  |
| 动力<br>DYNAMIC |  |
| 暖通<br>HVAC.   |  |
| 弱电<br>ELV.    |  |
|               |  |

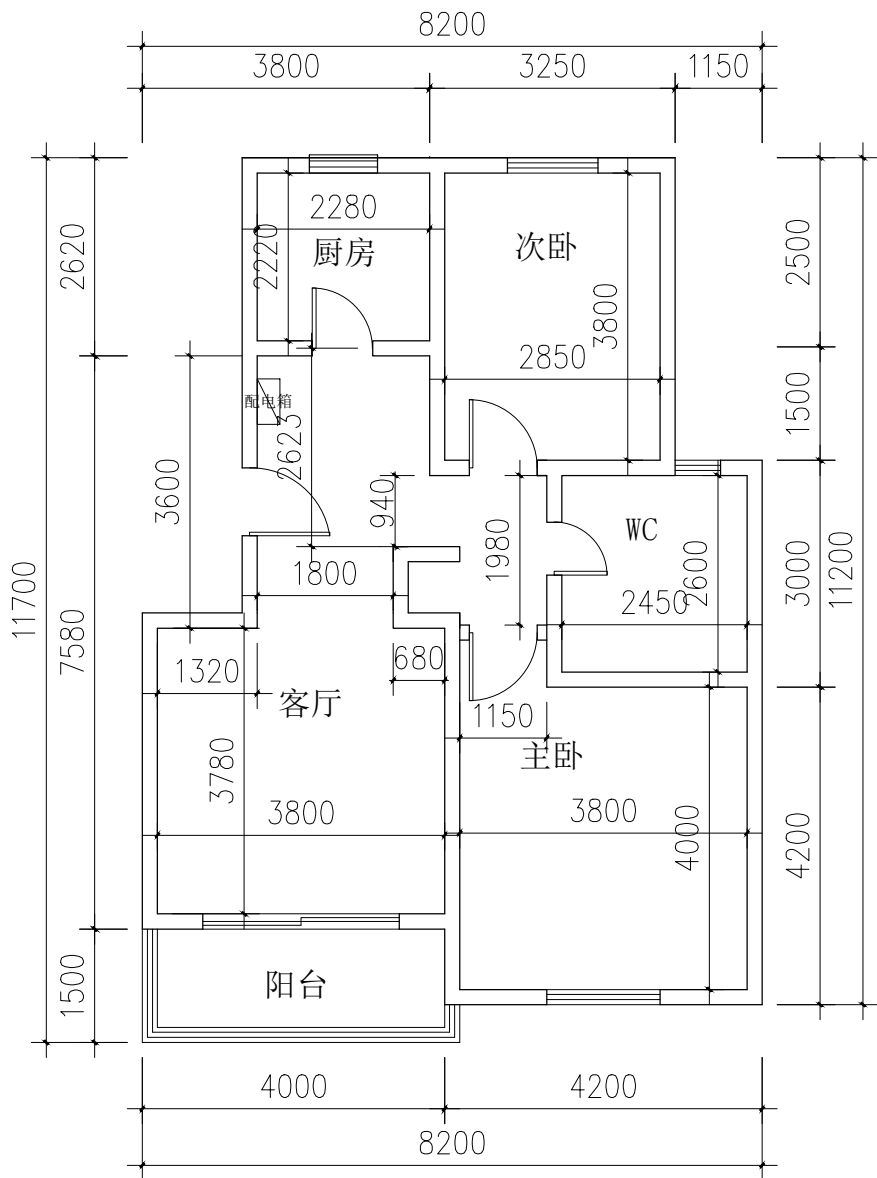

81#202室平面图 1: 100



上海轻工业工程设计研究院有限公司

SHANGHAI LIGHT INDUSTRY ENGINEERING  
DESIGN & RESEARCH INSTITUTE CO. LTD

工程设计建筑行业（建筑工程专业）甲级证书号：GRADE A：A231003826

轻工工程行业食品发酵烟草工程专业甲级 轻工工程行业家用电器及日用机械工程专业甲级

建设单位 CONSTRUCTION UNIT

上海颀元置业有限公司

项目名称 PROJECT NAME

鑫峰苑小区179套马桥拆迁安置房室内维修工程

单项名称 BUILDING NAME

图纸名称 DWG. TITLE

81#202室平面图


| 职 责<br>RESPONSIBILITY     | 姓 名<br>NAME | 签 字<br>SIGNATURE |
|---------------------------|-------------|------------------|
| 项目负责人<br>PROJECT CHIEF    |             |                  |
| 专业负责人<br>DISCIPLINE CHIEF |             |                  |
| 审 定<br>CHIEF ENGINEER     |             |                  |
| 审 核<br>SUPERVISOR         |             |                  |
| 校 对<br>CHECKER            |             |                  |
| 设 计<br>DESIGNER           |             |                  |

工程编号 PROJECT NO. ZS26-

|                    |     |                 |          |
|--------------------|-----|-----------------|----------|
| 设计专业<br>DISCIPLINE | 装饰  | 比 例<br>SCALE    | 1:100    |
| 阶 段<br>STAGE       | 施工图 | 日 期<br>DATE     | 2026. 10 |
| 版 别<br>REVISION    | A   | 图 号<br>DWG. NO. | ZS-21    |

本图须加盖本院出图签章, 否则一律无效  
Invalid Without Stamp

|               |  |
|---------------|--|
| 总图<br>MP      |  |
| 工艺<br>TECH.   |  |
| 建筑<br>ARCH.   |  |
| 结构<br>STRU.   |  |
| 给排水<br>WATER  |  |
| 强电<br>ELEC.   |  |
| 动力<br>DYNAMIC |  |
| 暖通<br>HVAC.   |  |
| 弱电<br>ELV.    |  |
|               |  |

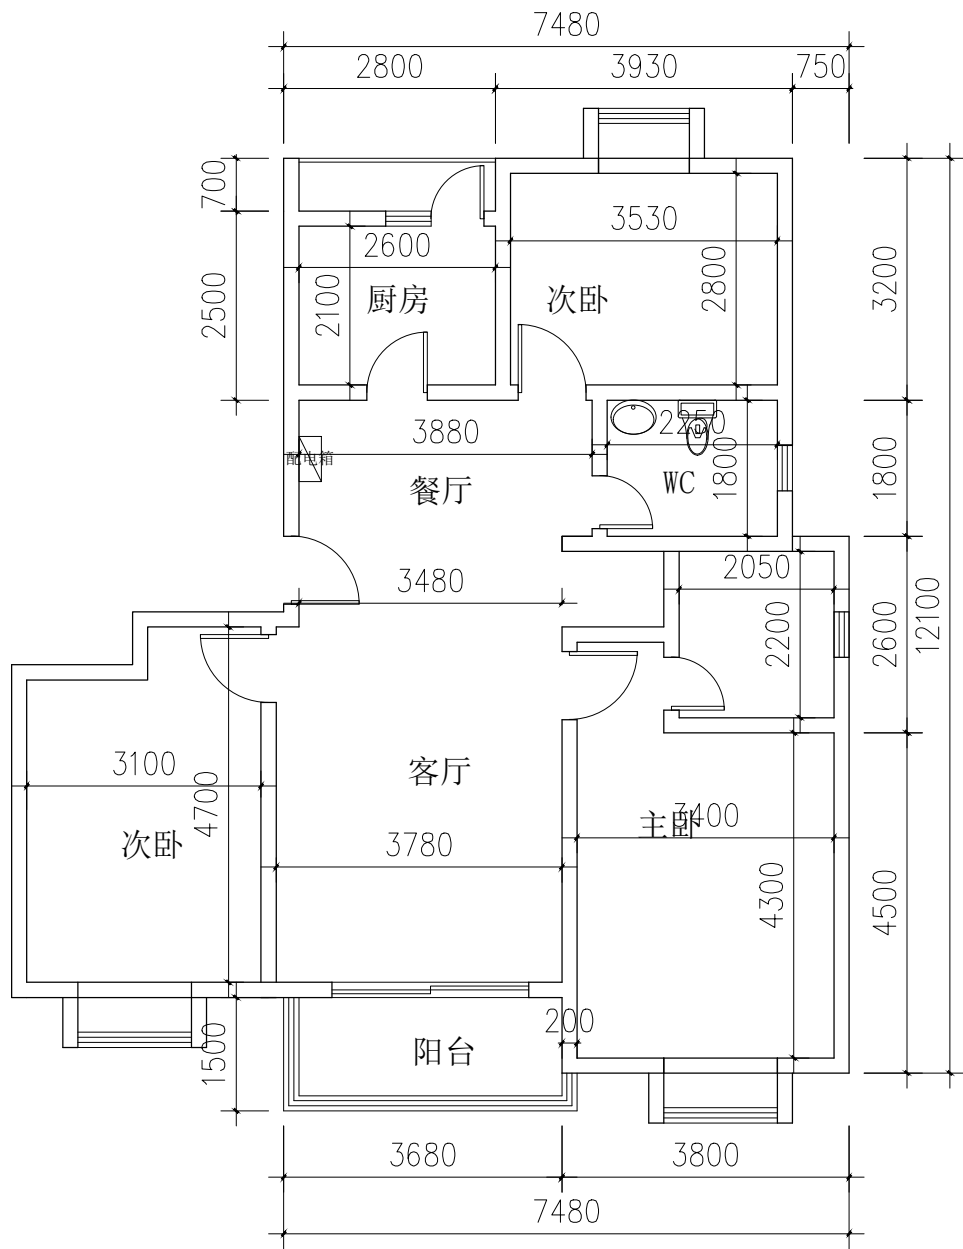

89#201室平面图 1: 100



上海轻工业工程设计研究院有限公司

SHANGHAI LIGHT INDUSTRY ENGINEERING  
DESIGN & RESEARCH INSTITUTE CO. LTD

工程设计建筑行业（建筑工程专业）甲级证书号：GRADE A：A231003826

轻工工程行业食品发酵烟草工程专业甲级 轻工工程行业家用电子及日用机械工程专业甲级

建设单位 CONSTRUCTION UNIT

上海颀元置业有限公司

项目名称 PROJECT NAME

鑫峰苑小区179套马桥拆迁安置房室内维修工程

单项名称 BUILDING NAME

图纸名称 DWG. TITLE

89#201室平面图


| 职 责<br>RESPONSIBILITY     | 姓 名<br>NAME | 签 字<br>SIGNATURE |
|---------------------------|-------------|------------------|
| 项目负责人<br>PROJECT CHIEF    |             |                  |
| 专业负责人<br>DISCIPLINE CHIEF |             |                  |
| 审 定<br>CHIEF ENGINEER     |             |                  |
| 审 核<br>SUPERVISOR         |             |                  |
| 校 对<br>CHECKER            |             |                  |
| 设 计<br>DESIGNER           |             |                  |

工程编号 PROJECT NO. ZS26-

|                    |     |                 |          |
|--------------------|-----|-----------------|----------|
| 设计专业<br>DISCIPLINE | 装饰  | 比 例<br>SCALE    | 1:100    |
| 阶 段<br>STAGE       | 施工图 | 日 期<br>DATE     | 2026. 10 |
| 版 别<br>REVISION    | A   | 图 号<br>DWG. NO. | ZS-22    |

本图须加盖本院出图签章, 否则一律无效  
Invalid Without Stamp

|               |  |
|---------------|--|
| 总图<br>MP      |  |
| 工艺<br>TECH.   |  |
| 建筑<br>ARCH.   |  |
| 结构<br>STRU.   |  |
| 给排水<br>WATER  |  |
| 强电<br>ELEC.   |  |
| 动力<br>DYNAMIC |  |
| 暖通<br>HVAC.   |  |
| 弱电<br>ELV.    |  |
|               |  |

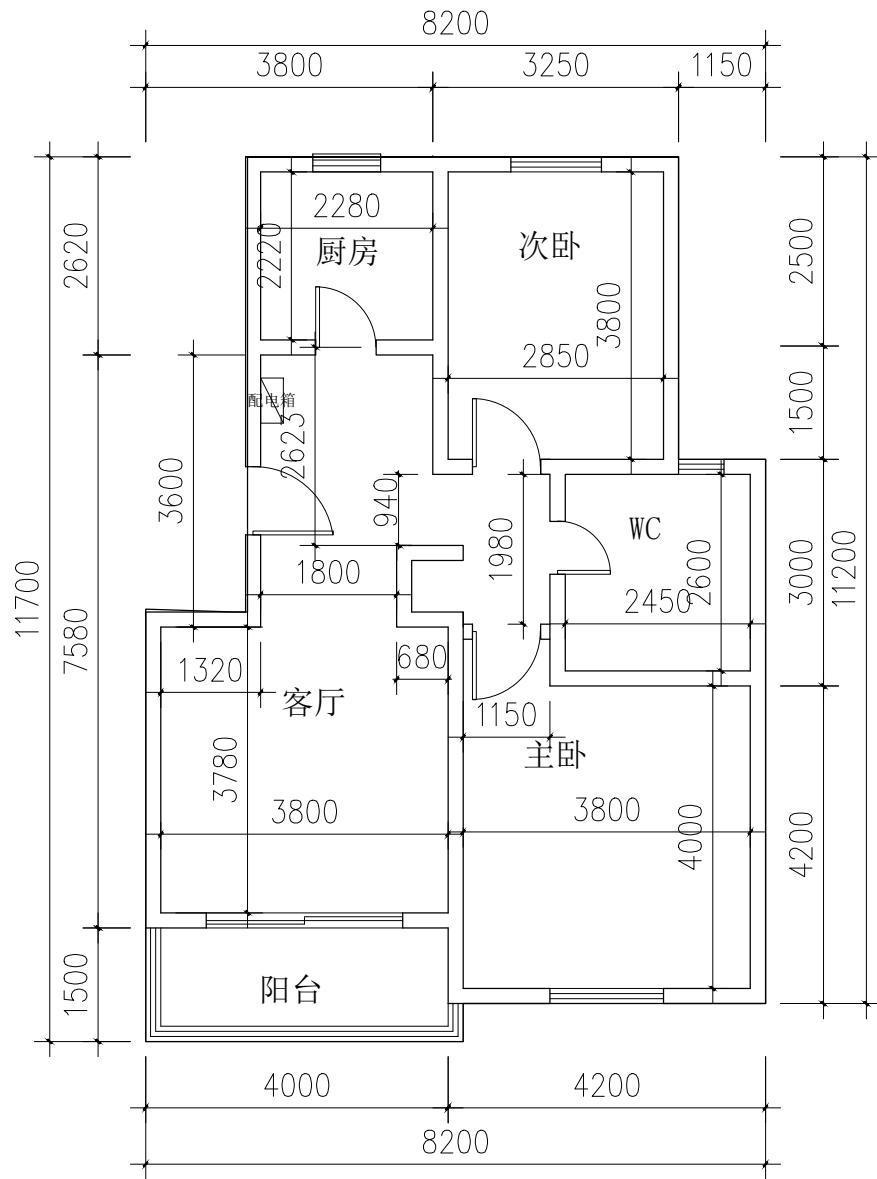

89#602室平面图 1: 100



上海轻工业工程设计研究院有限公司  
SHANGHAI LIGHT INDUSTRY ENGINEERING  
DESIGN & RESEARCH INSTITUTE CO. LTD

工程设计建筑行业（建筑工程专业）甲级证书号：GRADE A：A231003826  
轻工工程行业食品发酵烟草工程专业甲级 轻工工程行业家用电器及日用机械工程专业甲级

建设单位 CONSTRUCTION UNIT  
  
上海颀元置业有限公司

项目名称 PROJECT NAME  
  
鑫峰苑小区179套马桥拆迁安置房室内维修工程

单项名称 BUILDING NAME


图纸名称 DWG. TITLE  
  
89#602室平面图

| 职 责<br>RESPONSIBILITY     | 姓 名<br>NAME | 签 字<br>SIGNATURE |
|---------------------------|-------------|------------------|
| 项目负责人<br>PROJECT CHIEF    |             |                  |
| 专业负责人<br>DISCIPLINE CHIEF |             |                  |
| 审 定<br>CHIEF ENGINEER     |             |                  |
| 审 核<br>SUPERVISOR         |             |                  |
| 校 对<br>CHECKER            |             |                  |
| 设 计<br>DESIGNER           |             |                  |

|                     |       |                 |          |
|---------------------|-------|-----------------|----------|
| 工程编号<br>PROJECT NO. | ZS26- |                 |          |
| 设计专业<br>DISCIPLINE  | 装饰    | 比 例<br>SCALE    | 1:100    |
| 阶 段<br>STAGE        | 施工图   | 日 期<br>DATE     | 2026. 10 |
| 版 别<br>REVISION     | A     | 图 号<br>DWG. NO. | ZS-23    |

本图须加盖本院出图签章, 否则一律无效  
Invalid Without Stamp

|               |  |
|---------------|--|
| 总图<br>MP      |  |
| 工艺<br>TECH.   |  |
| 建筑<br>ARCH.   |  |
| 结构<br>STRU.   |  |
| 给排水<br>WATER  |  |
| 强电<br>ELEC.   |  |
| 动力<br>DYNAMIC |  |
| 暖通<br>HVAC.   |  |
| 弱电<br>ELV.    |  |
|               |  |

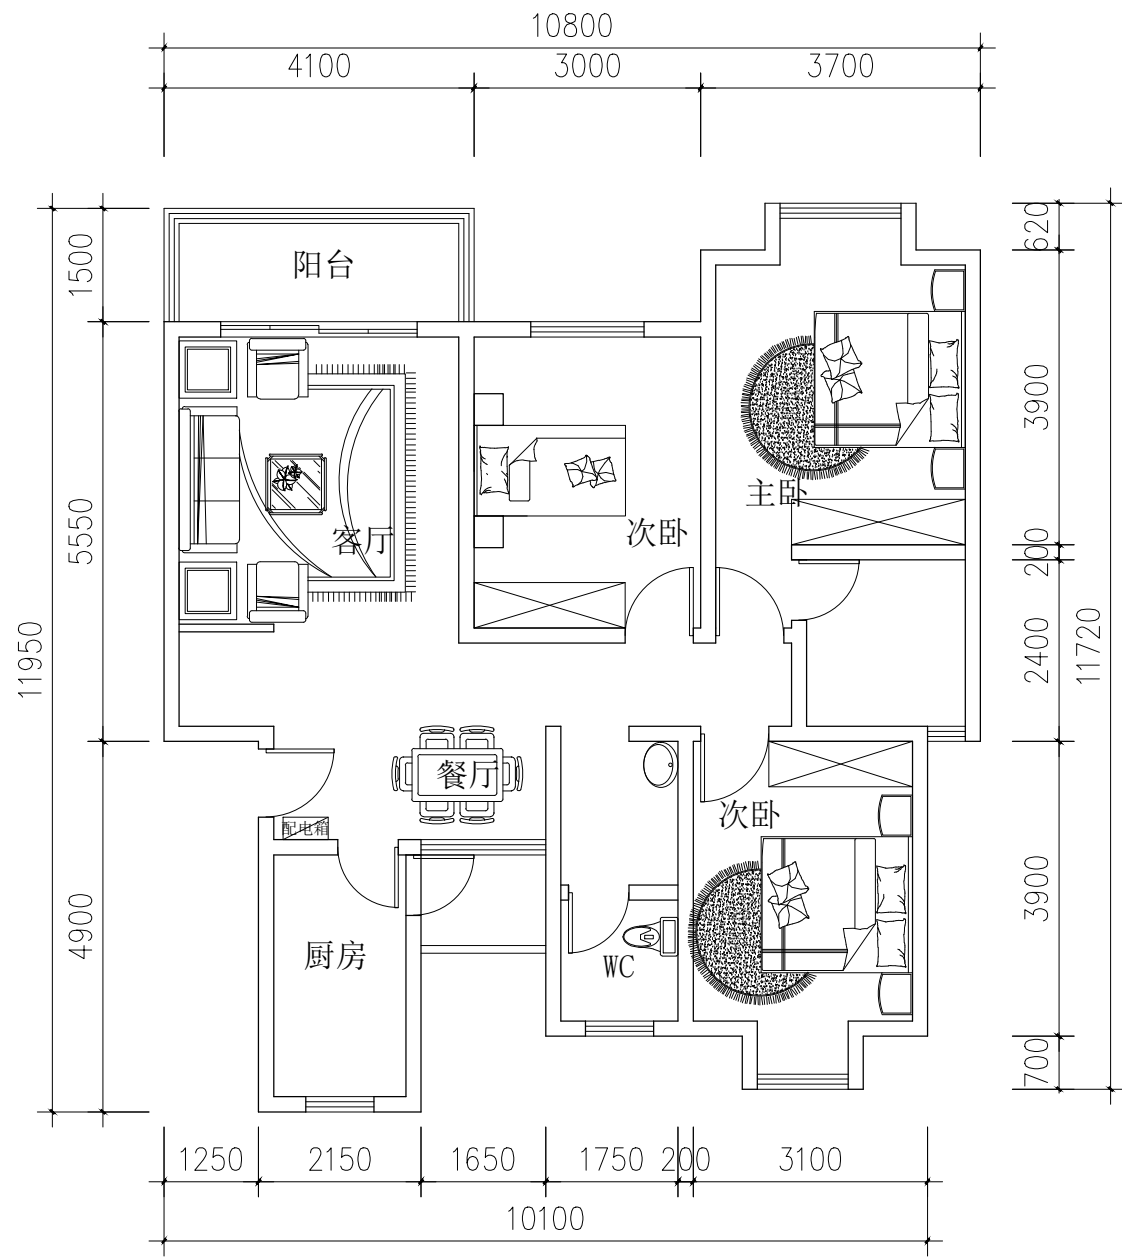

112#302室平面图 1: 100



上海轻工业工程设计研究院有限公司  
SHANGHAI LIGHT INDUSTRY ENGINEERING  
DESIGN & RESEARCH INSTITUTE CO. LTD

工程设计建筑行业（建筑工程专业）甲级证书号：GRADE A: A231003826  
轻工工程行业食品发酵烟草工程专业甲级 轻工工程行业家用电器及日用机械工程专业甲级

建设单位 CONSTRUCTION UNIT  
  
上海颀元置业有限公司

项目名称 PROJECT NAME  
  
鑫峰苑小区179套马桥拆迁安置房室内维修工程

单项名称 BUILDING NAME

图纸名称 DWG. TITLE  
  
112#302室平面图

| 职 责<br>RESPONSIBILITY     | 姓 名<br>NAME | 签 字<br>SIGNATURE |
|---------------------------|-------------|------------------|
| 项目负责人<br>PROJECT CHIEF    |             |                  |
| 专业负责人<br>DISCIPLINE CHIEF |             |                  |
| 审 定<br>CHIEF ENGINEER     |             |                  |
| 审 核<br>SUPERVISOR         |             |                  |
| 校 对<br>CHECKER            |             |                  |
| 设 计<br>DESIGNER           |             |                  |

|                     |       |                 |          |
|---------------------|-------|-----------------|----------|
| 工程编号<br>PROJECT NO. | ZS26- |                 |          |
| 设计专业<br>DISCIPLINE  | 装饰    | 比 例<br>SCALE    | 1:100    |
| 阶 段<br>STAGE        | 施工图   | 日 期<br>DATE     | 2026. 10 |
| 版 别<br>REVISION     | A     | 图 号<br>DWG. NO. | ZS-24    |


本图须加盖本院出图签章, 否则一律无效  
Invalid Without Stamp




共 1 页  
第 1 页

[illegible]


|     |         |
|-----|---------|
| 总图  | MP      |
| 工艺  | TECH.   |
| 建筑  | ARCH.   |
| 结构  | STRU.   |
| 给排水 | WATER   |
| 强电  | ELEC.   |
| 动力  | DYNAMIC |
| 暖通  | HVAC.   |
| 弱电  | ELV.    |
|     |         |

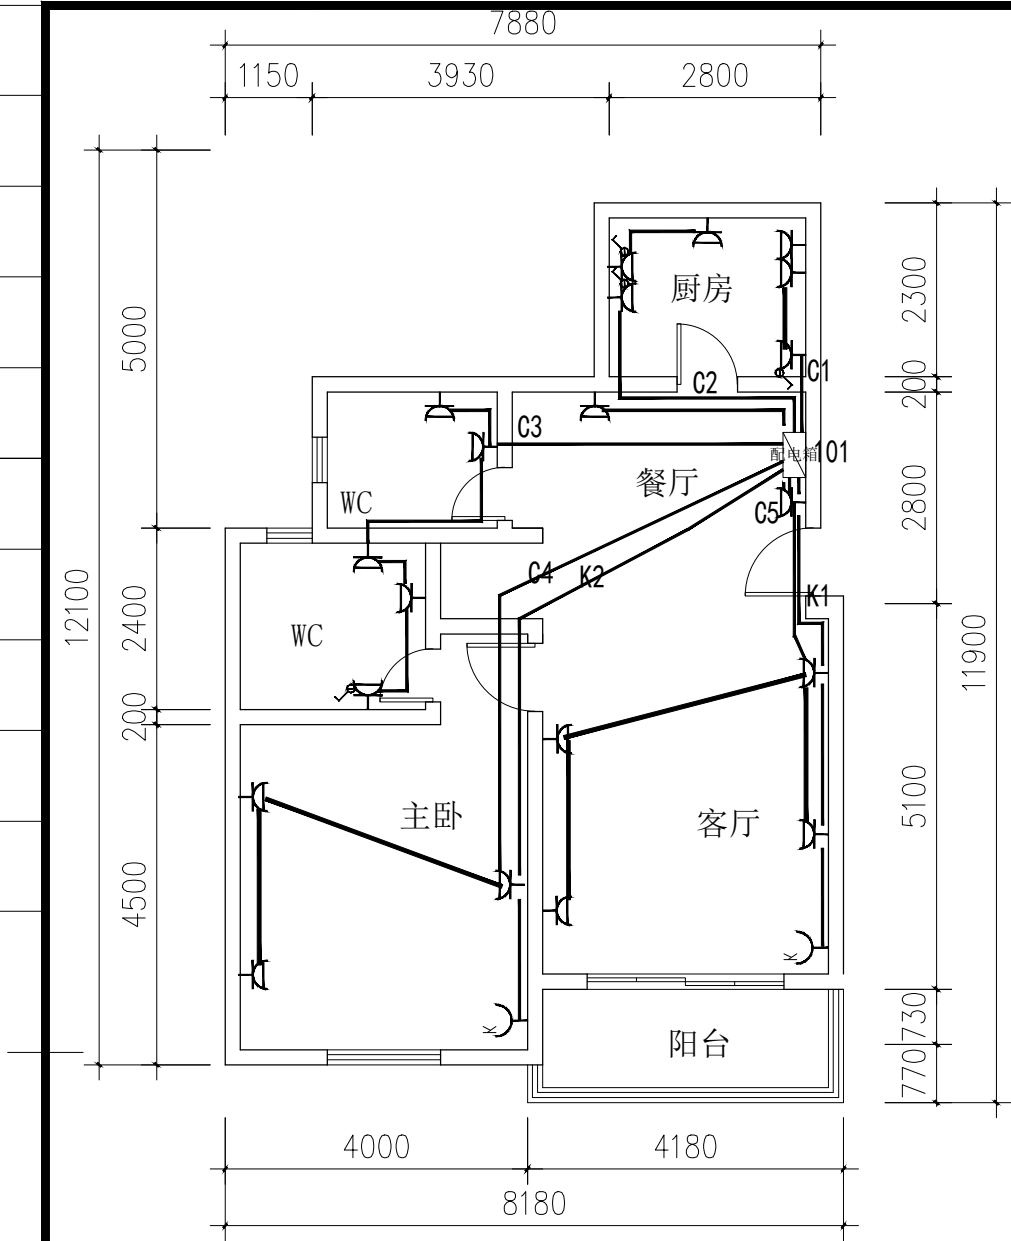

1#101室平面图 1: 100

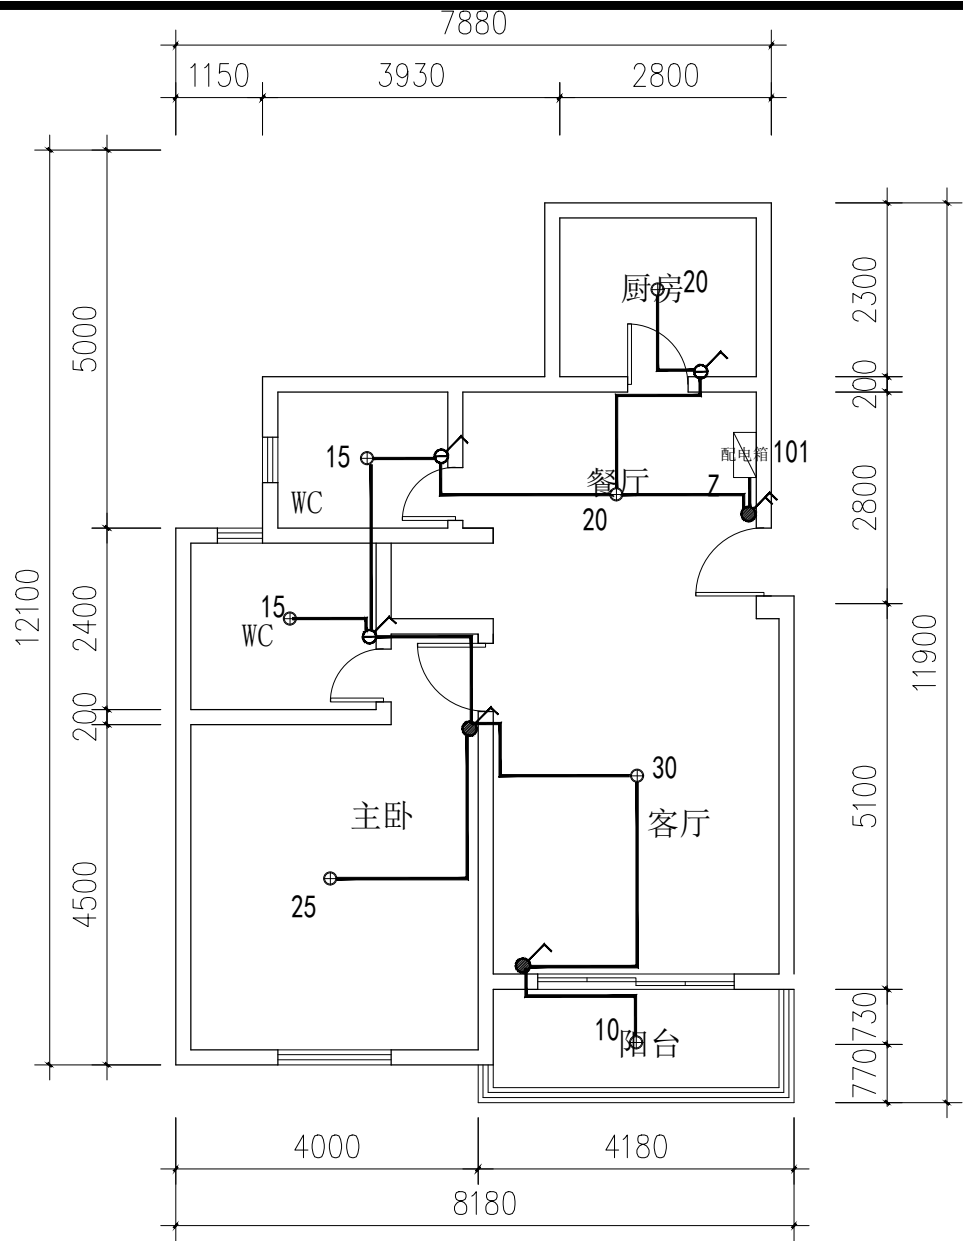

1#101室平面图 1: 100

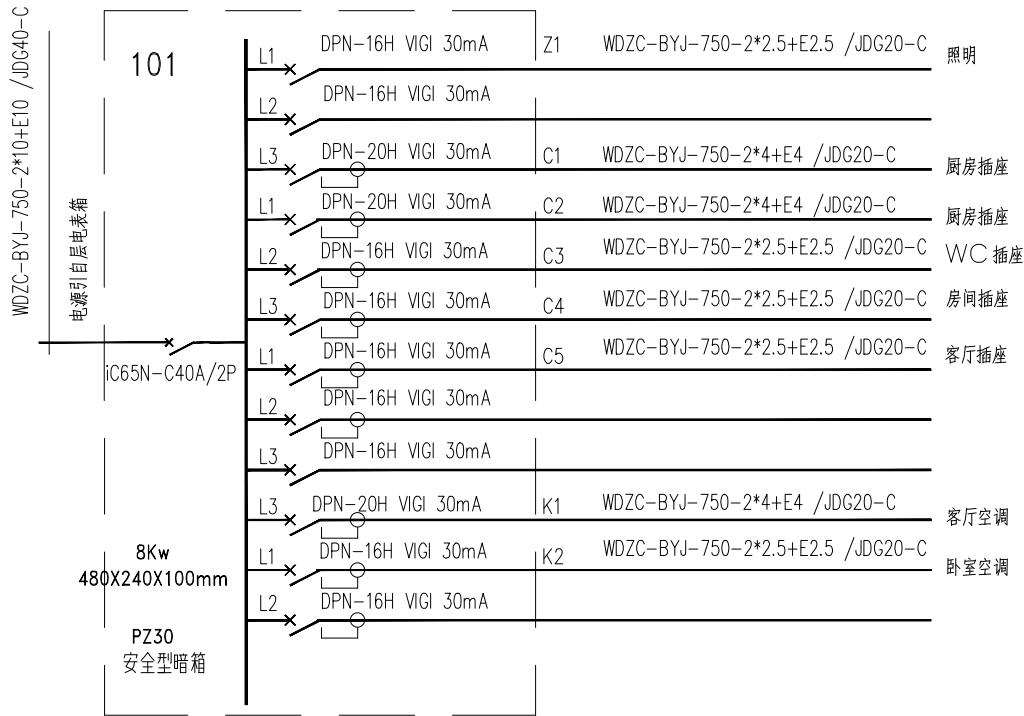

| 主要设备材料表 |      |            |             |    |    |                                                  |
|---------|------|------------|-------------|----|----|--------------------------------------------------|
| 编号      | 设备代号 | 设备名称       | 型号及规格       | 单位 | 数量 | 高度                                               |
| 1       | ⏏    | 三极空调暗插座    | 250V10A/16A | 个  | 若干 | 底距地2.2m                                          |
| 2       | ⏏    | 二极加三极暗插座   | 250V10A     | 个  | 若干 | 厨房、WC内离地1.3M, 马桶旁0.5M (防潮型)<br>其余离地0.3M/床头柜上10Cm |
| 3       | ⏏    | 暗设跷板开关     | 250V10A     | 个  | 若干 | 底距地1.3m                                          |
| 4       | ⏏    | 防水型暗设跷板开关  | 250V10A     | 个  | 若干 | 底距地1.3m                                          |
| 5       | ⏏    | 三极暗插座(带开关) | 250V10A     | 个  | 若干 | 厨房、WC内离地1.3M (防潮型)                               |
| 6       | ⊕    | LED吸顶灯     | 具体瓦数见平面图    | 个  | 若干 |                                                  |
| 7       |      |            |             |    |    |                                                  |
| 8       |      |            |             |    |    |                                                  |

注：此图为标准房型电气位置及走向示意图，工程量以装饰图及现场实际工程量为准



上海轻工业工程设计研究院有限公司

SHANGHAI LIGHT INDUSTRY ENGINEERING  
DESIGN & RESEARCH INSTITUTE CO. LTD

工程设计建筑行业(建筑工程专业)甲级证书号: GRADE A: A231003826

轻工工程行业食品发酵烟草工程专业甲级 轻工工程行业家用电器及日用机械工程专业甲级

建设单位 CONSTRUCTION UNIT

上海颀元置业有限公司

项目名称 PROJECT NAME

鑫峰苑小区179套马桥拆迁安置房室内维修工程

单项名称 BUILDING NAME

图纸名称 DWG. TITLE

1#101室配电平面图


| 职责<br>RESPONSIBILITY      | 姓名<br>NAME | 签字<br>SIGNATURE |
|---------------------------|------------|-----------------|
| 项目负责人<br>PROJECT CHIEF    |            |                 |
| 专业负责人<br>DISCIPLINE CHIEF |            |                 |
| 审 定<br>CHIEF ENGINEER     |            |                 |
| 审 核<br>SUPERVISOR         |            |                 |
| 校 对<br>CHECKER            |            |                 |
| 设 计<br>DESIGNER           |            |                 |

工程编号 PROJECT NO. ZS26-



|                    |     |                 |         |
|--------------------|-----|-----------------|---------|
| 设计专业<br>DISCIPLINE | 电气  | 比例<br>SCALE     | 1:100   |
| 阶段<br>STAGE        | 施工图 | 日期<br>DATE      | 2026.10 |
| 版 别<br>REVISION    | A   | 图 号<br>DWG. NO. | DS-02   |

本图须加盖本院出图签章, 否则一律无效  
Invalid Without Stamp

|     |         |
|-----|---------|
| 总图  | MP      |
| 工艺  | TECH.   |
| 建筑  | ARCH.   |
| 结构  | STRU.   |
| 给排水 | WATER   |
| 强电  | ELEC.   |
| 动力  | DYNAMIC |
| 暖通  | HVAC.   |
| 弱电  | ELV.    |

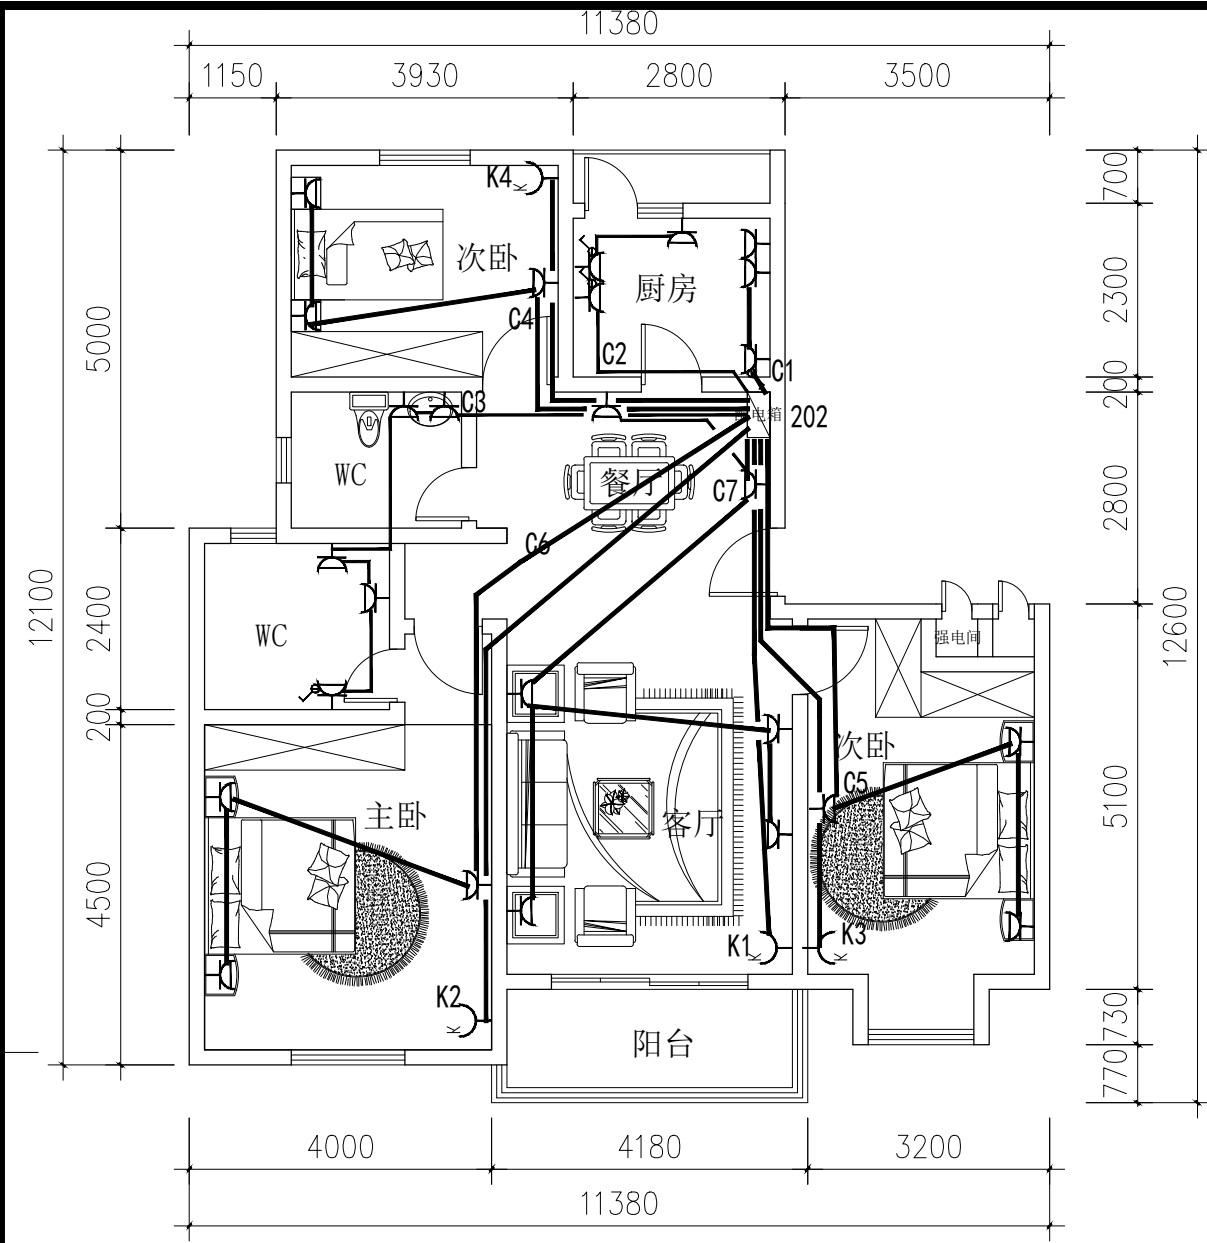

2#202室平面图 1: 100

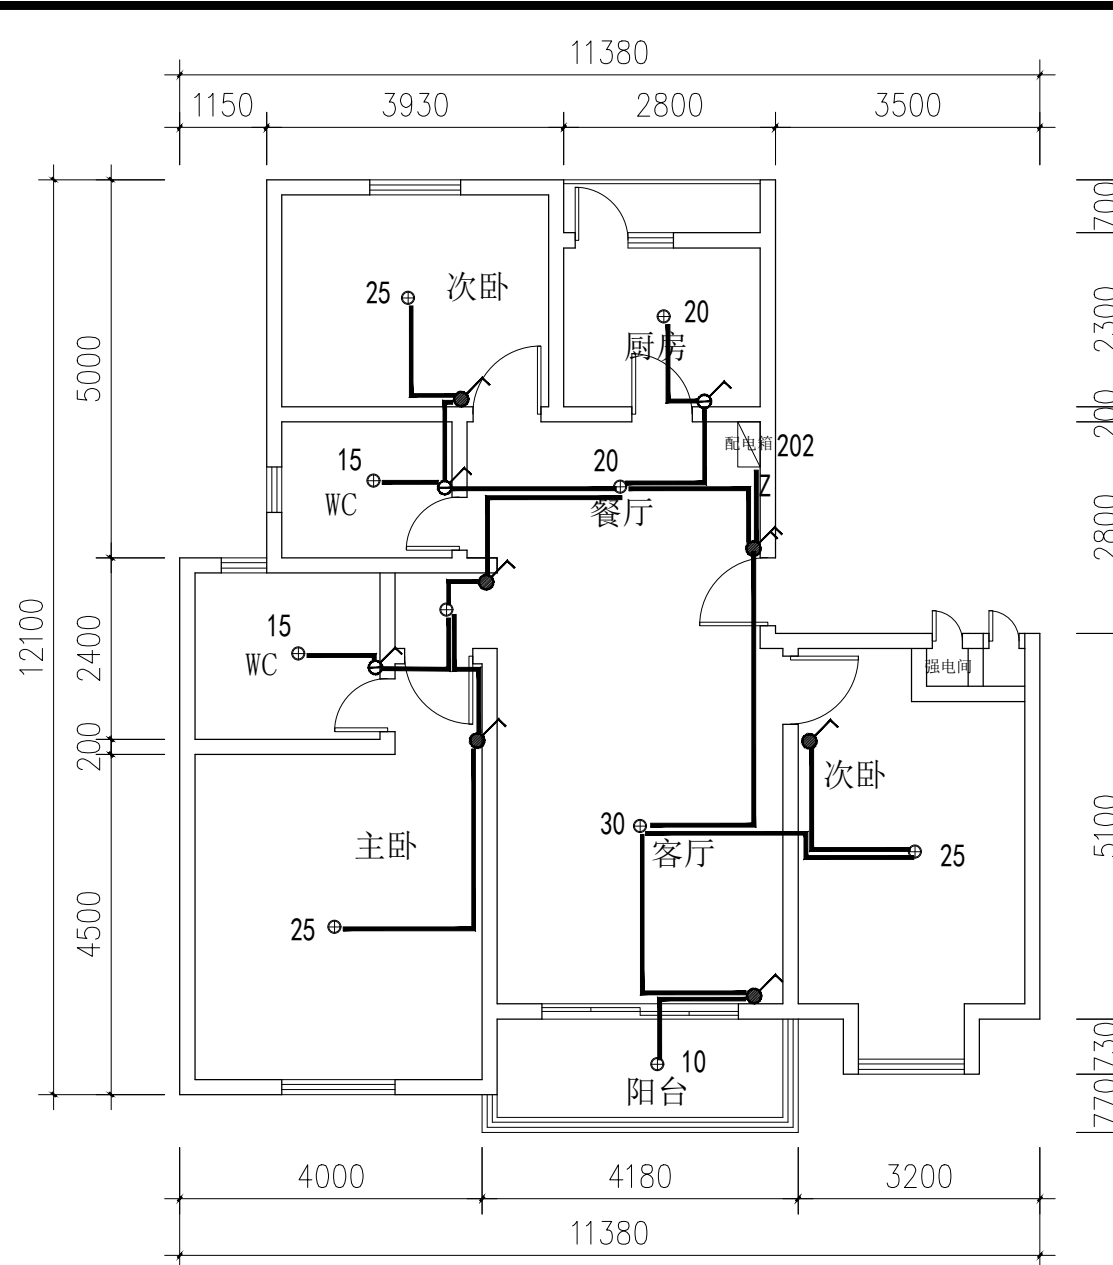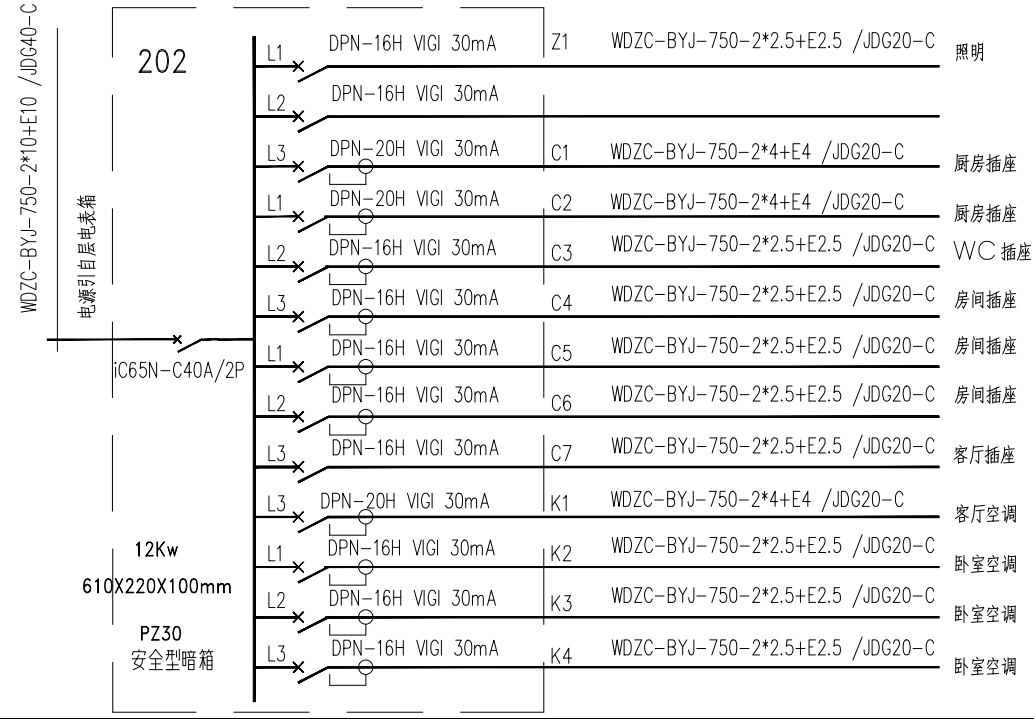

| 主要设备材料表 |      |            |             |    |    |                                                   |
|---------|------|------------|-------------|----|----|---------------------------------------------------|
| 编号      | 设备代号 | 设备名称       | 型号及规格       | 单位 | 数量 | 高度                                                |
| 1       | K    | 三极空调暗插座    | 250V10A/16A | 个  | 若干 | 底距地2.2m                                           |
| 2       | 二    | 二极加三极暗插座   | 250V10A     | 个  | 若干 | 厨房 WC 内离地1.3M, 马桶旁0.5M (防潮型)<br>其余离地0.3M/床头柜上10Cm |
| 3       | 三    | 暗设跷板开关     | 250V10A     | 个  | 若干 | 底距地1.3m                                           |
| 4       | 四    | 防水型暗设跷板开关  | 250V10A     | 个  | 若干 | 底距地1.3m                                           |
| 5       | 五    | 三极暗插座(带开关) | 250V10A     | 个  | 若干 | 厨房, WC 内离地1.3M (防潮型)                              |
| 6       | 六    | LED吸顶灯     | 具体瓦数见平面图    | 个  | 若干 |                                                   |
| 7       |      |            |             |    |    |                                                   |
| 8       |      |            |             |    |    |                                                   |

注：此图为标准房型电气位置及走向示意图，工程量以装饰图及现场实际工程量为准



上海轻工业工程设计研究院有限公司  
SHANGHAI LIGHT INDUSTRY ENGINEERING  
DESIGN & RESEARCH INSTITUTE CO. LTD  
工程设计建筑行业（建筑工程专业）甲级证书号：GRADE A: A231003826  
轻工工程行业食品发酵烟草工程专业甲级 轻工工程行业家用电器及日用机械工程专业甲级

建设单位 CONSTRUCTION UNIT  
  
上海颀元置业有限公司

项目名称 PROJECT NAME  
鑫峰苑小区179套马桥拆迁安置房室内维修工程

单项名称 BUILDING NAME



图纸名称 DWG. TITLE  
  
2#202室配电平面图

| 职责<br>RESPONSIBILITY      | 姓名<br>NAME | 签字<br>SIGNATURE |
|---------------------------|------------|-----------------|
| 项目负责人<br>PROJECT CHIEF    |            |                 |
| 专业负责人<br>DISCIPLINE CHIEF |            |                 |
| 审 定<br>CHIEF ENGINEER     |            |                 |
| 审 核<br>SUPERVISOR         |            |                 |
| 校 对<br>CHECKER            |            |                 |
| 设 计<br>DESIGNER           |            |                 |


|                     |       |                 |         |
|---------------------|-------|-----------------|---------|
| 工程编号<br>PROJECT NO. | ZS26- |                 |         |
| 设计专业<br>DISCIPLINE  | 电气    | 比例<br>SCALE     | 1:100   |
| 阶段<br>STAGE         | 施工图   | 日期<br>DATE      | 2026.10 |
| 版 别<br>REVISION     | A     | 图 号<br>DWG. NO. | DS-03   |

本图须加盖本院出图签章, 否则一律无效  
Invalid Without Stamp

|     |         |
|-----|---------|
| 总图  | MP      |
| 工艺  | TECH.   |
| 建筑  | ARCH.   |
| 结构  | STRU.   |
| 给排水 | WATER   |
| 强电  | ELEC.   |
| 动力  | DYNAMIC |
| 暖通  | HVAC.   |
| 弱电  | ELV.    |
|     |         |

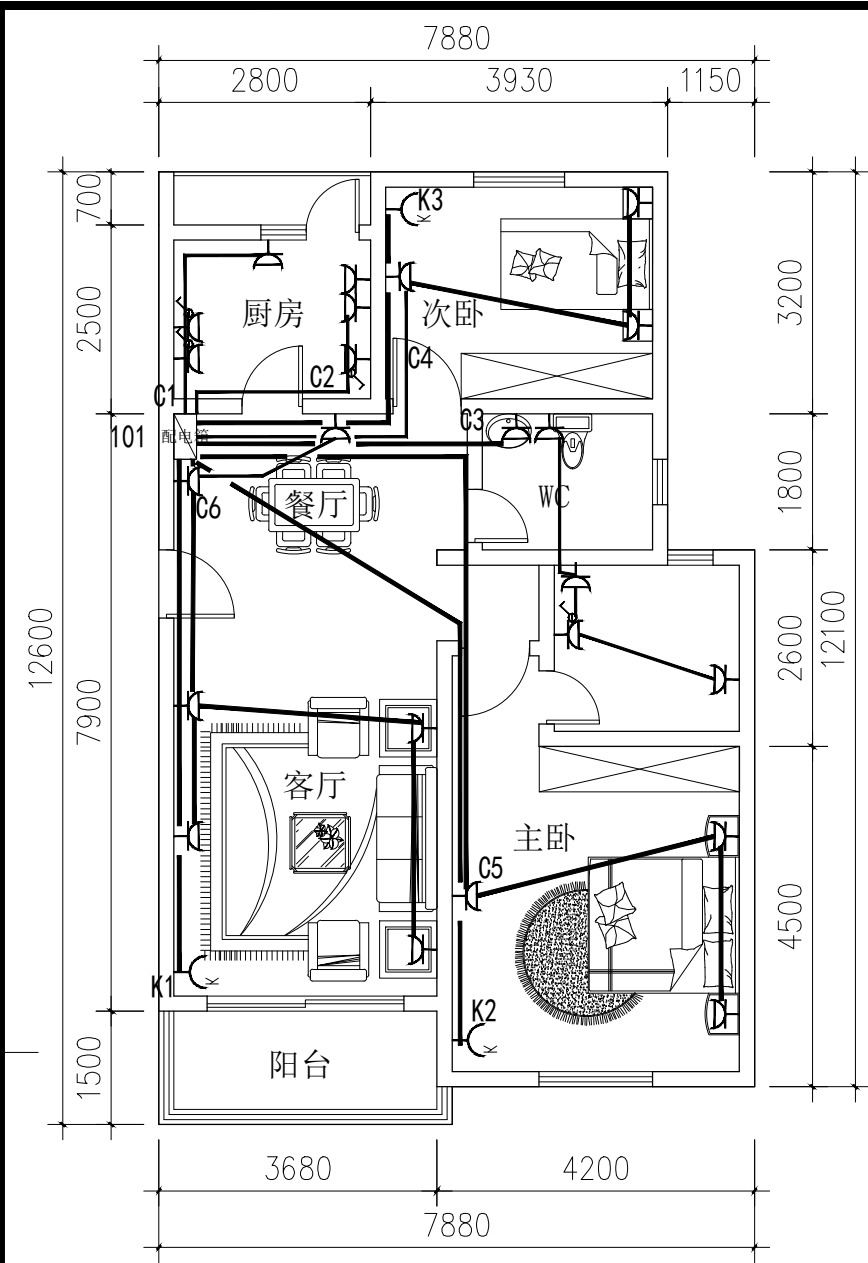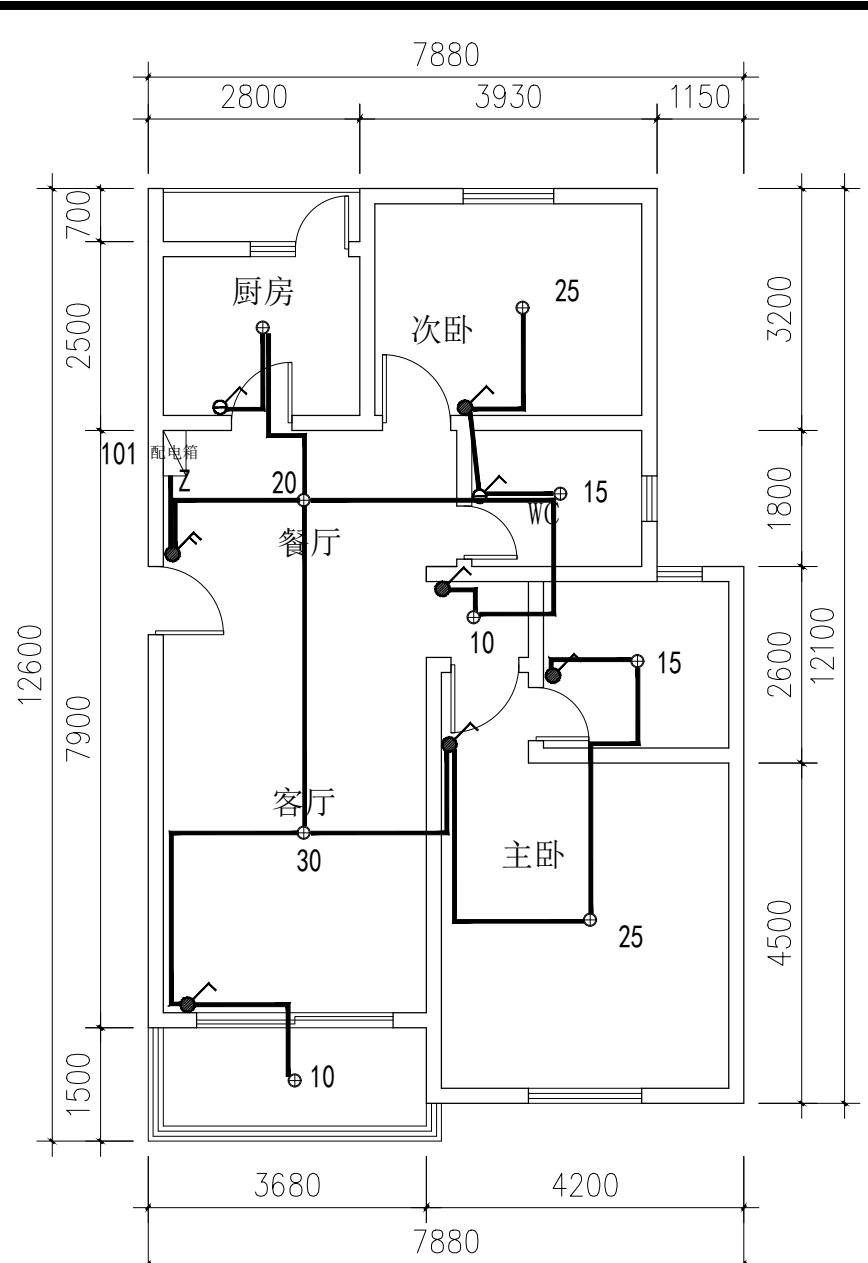

5#101室平面图 1: 100

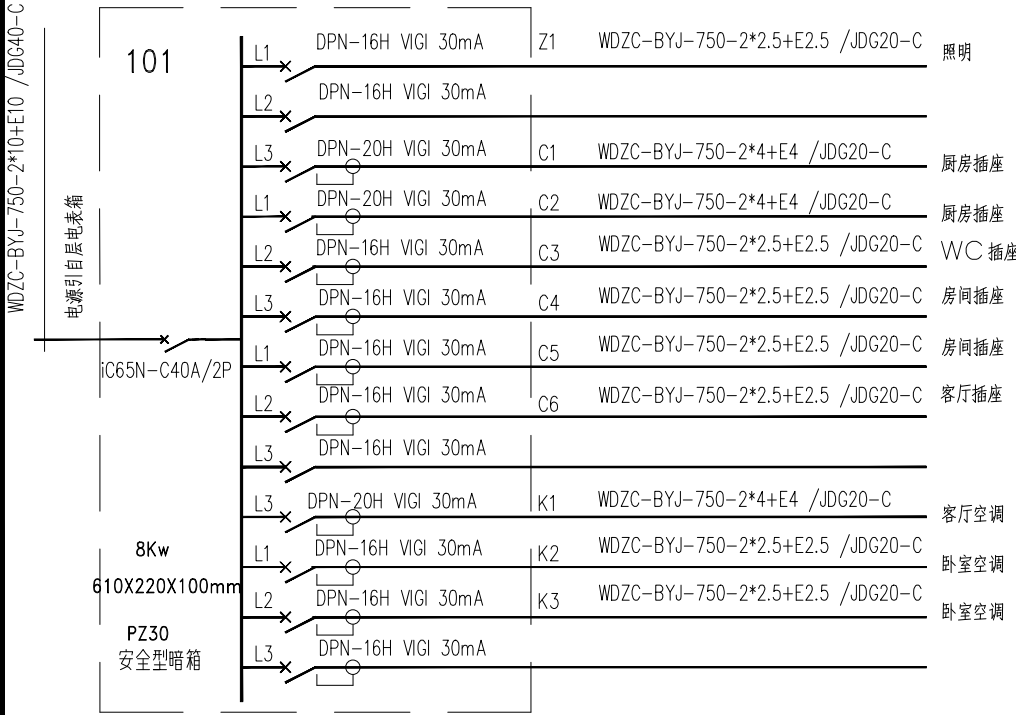

| 主要设备材料表 |      |            |             |    |    |                                                  |
|---------|------|------------|-------------|----|----|--------------------------------------------------|
| 编号      | 设备代号 | 设备名称       | 型号及规格       | 单位 | 数量 | 高度                                               |
| 1       | ⌋    | 三极空调暗插座    | 250V10A/16A | 个  | 若干 | 底距地2.2m                                          |
| 2       | ⌋    | 二极加三极暗插座   | 250V10A     | 个  | 若干 | 厨房、WC内离地1.3M, 马桶旁0.5M (防潮型)<br>其余离地0.3M/床头柜上10Cm |
| 3       | ⌋    | 暗设跷板开关     | 250V10A     | 个  | 若干 | 底距地1.3m                                          |
| 4       | ⌋    | 防水型暗设跷板开关  | 250V10A     | 个  | 若干 | 底距地1.3m                                          |
| 5       | ⌋    | 三极暗插座(带开关) | 250V10A     | 个  | 若干 | 厨房、WC内离地1.3M (防潮型)                               |
| 6       | ⊕    | LED吸顶灯     | 具体瓦数见平面图    | 个  | 若干 |                                                  |
| 7       |      |            |             |    |    |                                                  |
| 8       |      |            |             |    |    |                                                  |

注：此图为标准房型电气位置及走向示意图，工程量以装饰图及现场实际工程量为准



上海轻工业工程设计研究院有限公司

SHANGHAI LIGHT INDUSTRY ENGINEERING  
DESIGN & RESEARCH INSTITUTE CO. LTD

工程设计建筑行业（建筑工程专业）甲级证书号：GRADE A: A231003826

轻工工程行业食品发酵烟草工程专业甲级 轻工工程行业家用电器及日用机械工程专业甲级

建设单位 CONSTRUCTION UNIT

上海颀元置业有限公司

项目名称 PROJECT NAME

鑫峰苑小区179套马桥拆迁安置房室内维修工程

单项名称 BUILDING NAME

图纸名称 DWG. TITLE

5#101室配电平面图

| 职责<br>RESPONSIBILITY      | 姓名<br>NAME | 签字<br>SIGNATURE |
|---------------------------|------------|-----------------|
| 项目负责人<br>PROJECT CHIEF    |            |                 |
| 专业负责人<br>DISCIPLINE CHIEF |            |                 |
| 审定<br>CHIEF ENGINEER      |            |                 |
| 审核<br>SUPERVISOR          |            |                 |
| 校对<br>CHECKER             |            |                 |
| 设计<br>DESIGNER            |            |                 |

工程编号 PROJECT NO. ZS26-


设计专业 DISCIPLINE 电气 比例 SCALE 1:100

阶段 STAGE 施工图 日期 DATE 2026.10


版别 REVISION A 图号 DWG. NO. DS-04

本图须加盖本院出图签章, 否则一律无效  
Invalid Without Stamp

|     |         |
|-----|---------|
| 总图  | MP      |
| 工艺  | TECH.   |
| 建筑  | ARCH.   |
| 结构  | STRU.   |
| 给排水 | WATER   |
| 强电  | ELEC.   |
| 动力  | DYNAMIC |
| 暖通  | HVAC.   |
| 弱电  | ELV.    |
|     |         |

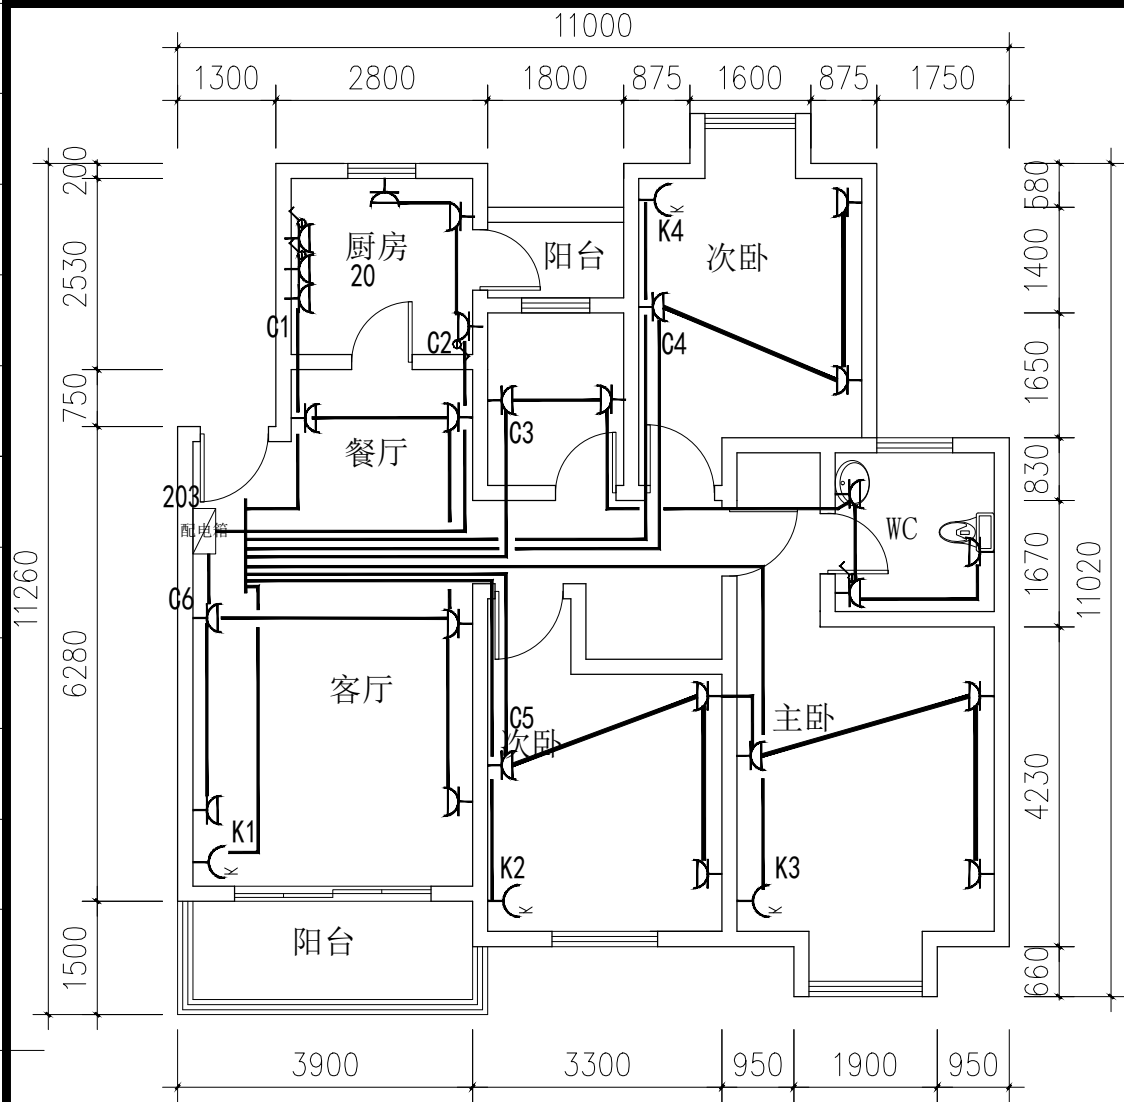

54#203室平面图 1: 100

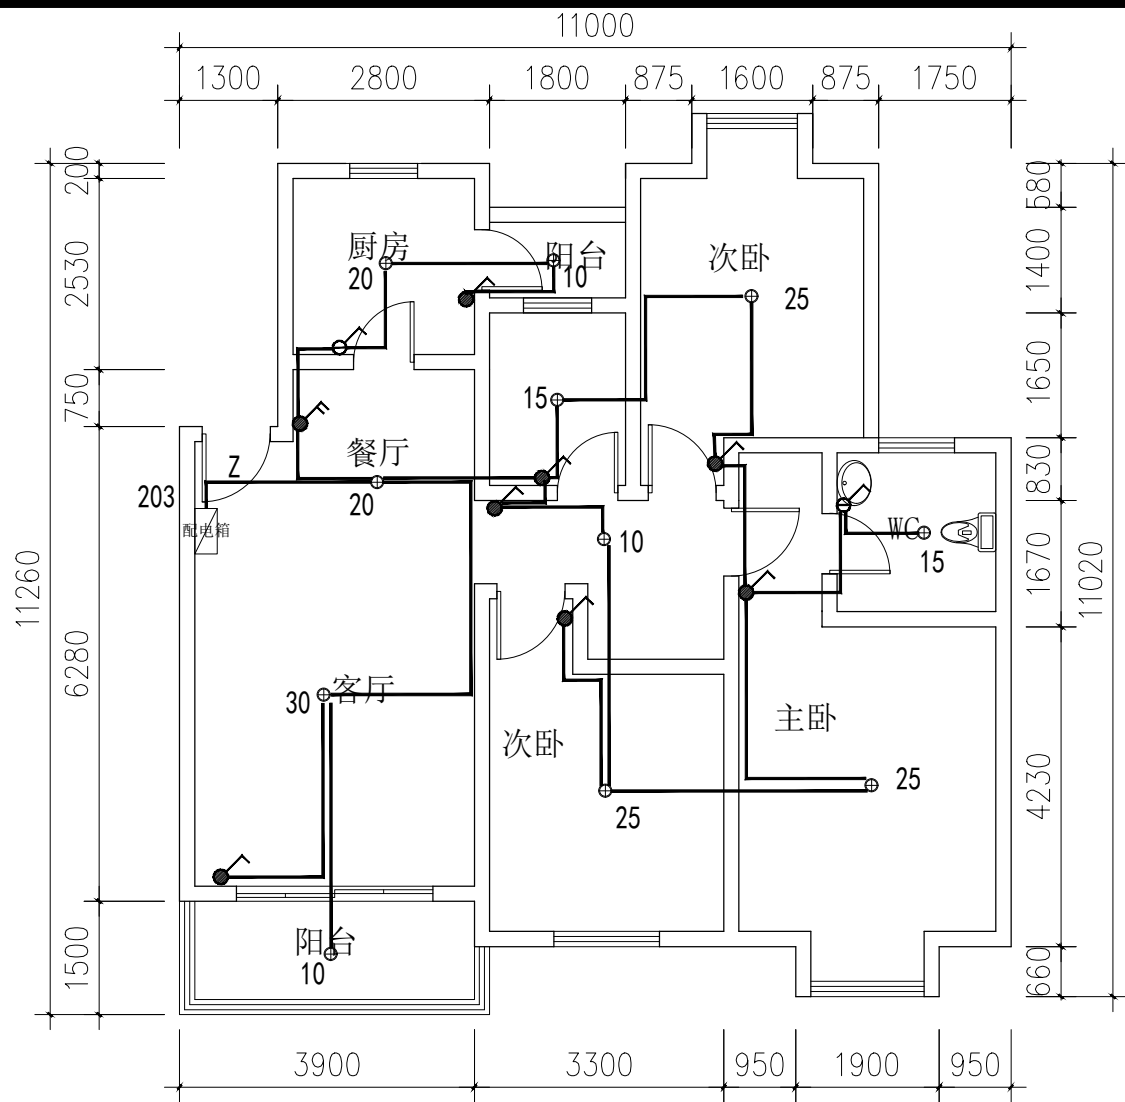

54#203室平面图 1: 100



上海轻工业工程设计研究院有限公司  
SHANGHAI LIGHT INDUSTRY ENGINEERING  
DESIGN & RESEARCH INSTITUTE CO. LTD  
工程设计建筑行业（建筑工程专业）甲级证书号：GRADE A: A231003826  
轻工工程行业食品发酵烟草工程专业甲级 轻工工程行业家用电器及日用机械工程专业甲级

建设单位 CONSTRUCTION UNIT  
  
上海颀元置业有限公司

项目名称 PROJECT NAME  
  
鑫峰苑小区179套马桥拆迁安置房室内维修工程


单项名称 BUILDING NAME

图纸名称 DWG. TITLE  
  
54#203室配电平面图

|                           |             |                  |
|---------------------------|-------------|------------------|
| 职 责<br>RESPONSIBILITY     | 姓 名<br>NAME | 签 字<br>SIGNATURE |
| 项目负责人<br>PROJECT CHIEF    |             |                  |
| 专业负责人<br>DISCIPLINE CHIEF |             |                  |
| 审 定<br>CHIEF ENGINEER     |             |                  |
| 审 核<br>SUPERVISOR         |             |                  |
| 校 对<br>CHECKER            |             |                  |
| 设 计<br>DESIGNER           |             |                  |

|                     |       |                 |         |
|---------------------|-------|-----------------|---------|
| 工程编号<br>PROJECT NO. | ZS26- |                 |         |
| 设计专业<br>DISCIPLINE  | 电气    | 比 例<br>SCALE    | 1:100   |
| 阶 段<br>STAGE        | 施工图   | 日 期<br>DATE     | 2026.10 |
| 版 别<br>REVISION     | A     | 图 号<br>DWG. NO. | DS-05   |


本图须加盖本院出图签章, 否则一律无效  
Invalid Without Stamp

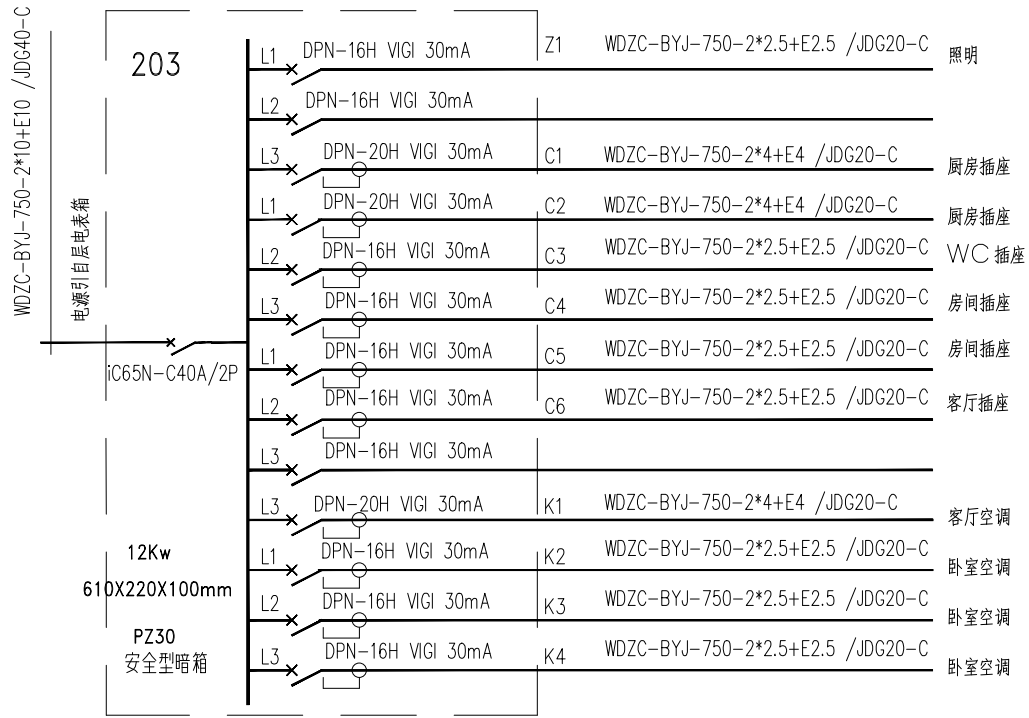



| 主要设备材料表 |      |            |             |    |    |                                                  |
|---------|------|------------|-------------|----|----|--------------------------------------------------|
| 编号      | 设备代号 | 设备名称       | 型号及规格       | 单位 | 数量 | 高度                                               |
| 1       |      | 三极空调暗插座    | 250V10A/16A | 个  | 若干 | 底距地2.2m                                          |
| 2       |      | 二极加三极暗插座   | 250V10A     | 个  | 若干 | 厨房、WC内离地1.3M, 马桶旁0.5M (防潮型)<br>其余离地0.3M/床头柜上10Cm |
| 3       |      | 暗设跷板开关     | 250V10A     | 个  | 若干 | 底距地1.3m                                          |
| 4       |      | 防水型暗设跷板开关  | 250V10A     | 个  | 若干 | 底距地1.3m                                          |
| 5       |      | 三极暗插座(带开关) | 250V10A     | 个  | 若干 | 厨房、WC内离地1.3M (防潮型)                               |
| 6       |      | LED吸顶灯     | 具体瓦数见平面图    | 个  | 若干 |                                                  |
| 7       |      |            |             |    |    |                                                  |
| 8       |      |            |             |    |    |                                                  |

注：此图为标准房型电气位置及走向示意图，工程量以装饰图及现场实际工程量为准

|     |         |
|-----|---------|
| 总图  | MP      |
| 工艺  | TECH.   |
| 建筑  | ARCH.   |
| 结构  | STRU.   |
| 给排水 | WATER   |
| 强电  | ELEC.   |
| 动力  | DYNAMIC |
| 暖通  | HVAC.   |
| 弱电  | ELV.    |
|     |         |

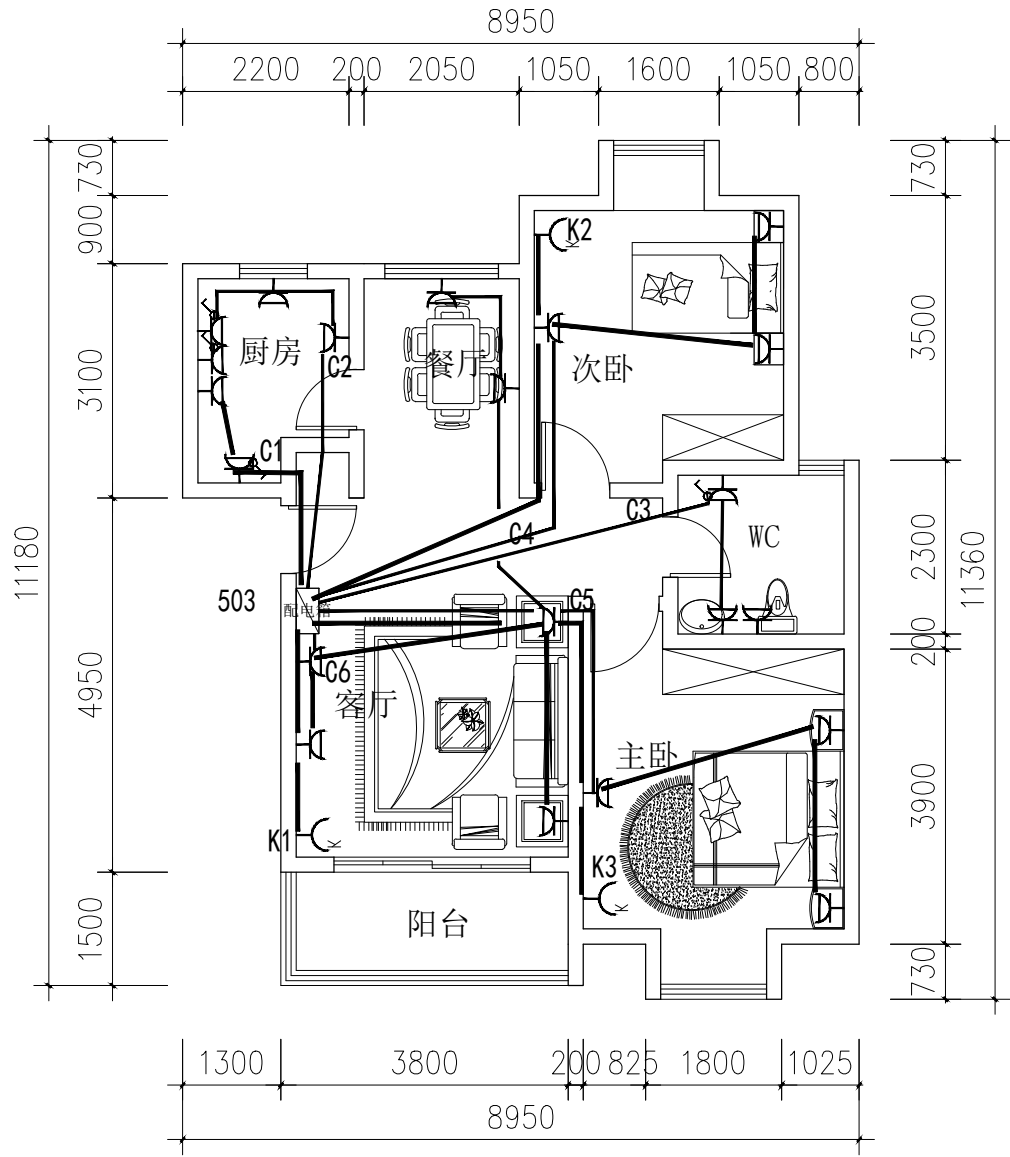

59#503室平面图 1：100

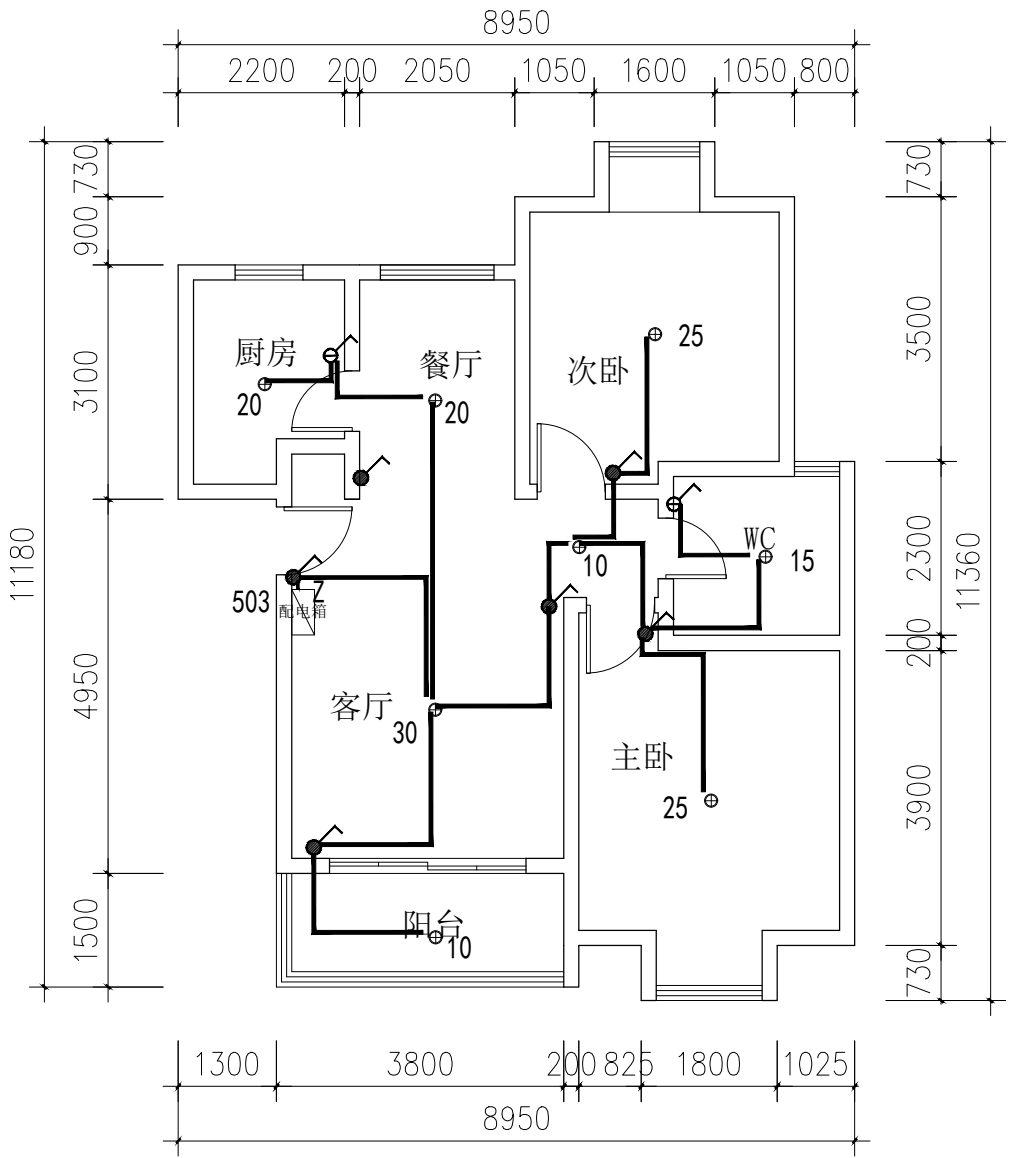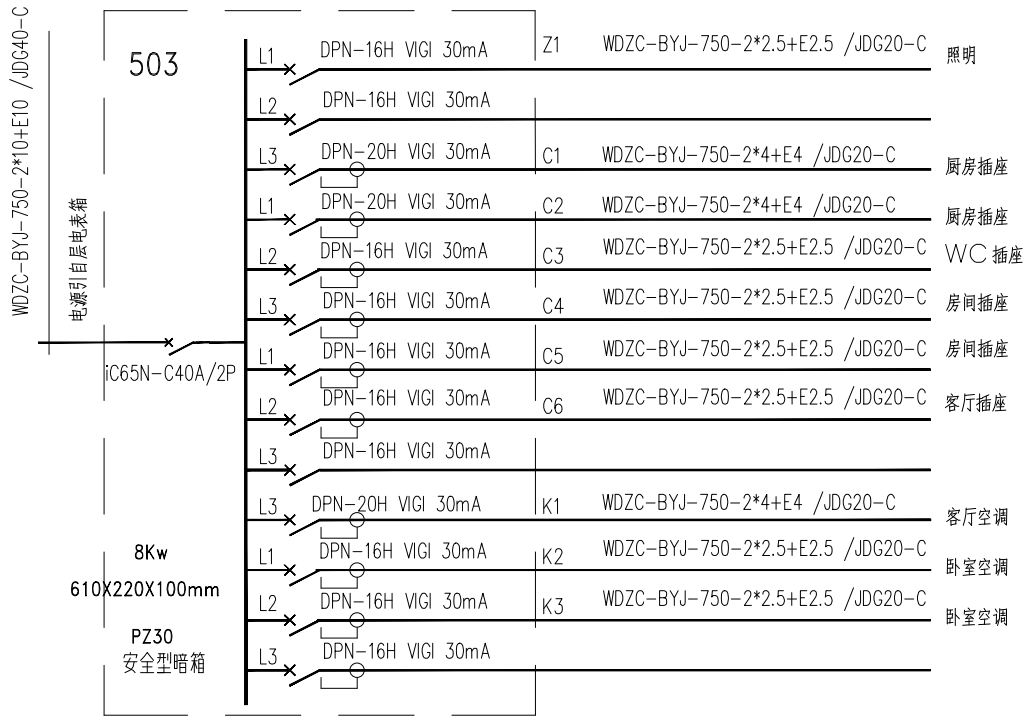

| 主要设备材料表 |      |            |             |    |    |                                                  |
|---------|------|------------|-------------|----|----|--------------------------------------------------|
| 编号      | 设备代号 | 设备名称       | 型号及规格       | 单位 | 数量 | 高度                                               |
| 1       | ⏏    | 三极空调暗插座    | 250V10A/16A | 个  | 若干 | 底距地2.2m                                          |
| 2       | ⏏    | 二极加三极暗插座   | 250V10A     | 个  | 若干 | 厨房、WC内离地1.3M, 马桶旁0.5M (防潮型)<br>其余离地0.3M/床头柜上10Cm |
| 3       | ⏏    | 暗设跷板开关     | 250V10A     | 个  | 若干 | 底距地1.3m                                          |
| 4       | ⏏    | 防水型暗设跷板开关  | 250V10A     | 个  | 若干 | 底距地1.3m                                          |
| 5       | ⏏    | 三极暗插座(带开关) | 250V10A     | 个  | 若干 | 厨房、WC内离地1.3M (防潮型)                               |
| 6       | ⊕    | LED吸顶灯     | 具体瓦数见平面图    | 个  | 若干 |                                                  |
| 7       |      |            |             |    |    |                                                  |
| 8       |      |            |             |    |    |                                                  |

注：此图为标准房型电气位置及走向示意图，工程量以装饰图及现场实际工程量为准



上海轻工业工程设计研究院有限公司

SHANGHAI LIGHT INDUSTRY ENGINEERING  
DESIGN & RESEARCH INSTITUTE CO. LTD

工程设计建筑行业（建筑工程专业）甲级证书号：GRADE A：A231003826  
轻工工程行业食品发酵烟草工程专业甲级 轻工工程行业家用电器及日用机械工程专业甲级

建设单位 CONSTRUCTION UNIT

上海颀元置业有限公司

项目名称 PROJECT NAME

鑫峰苑小区179套马桥拆迁安置房室内维修工程

单项名称 BUILDING NAME

图纸名称 DWG. TITLE

59#503室配电平面图


| 职责<br>RESPONSIBILITY      | 姓名<br>NAME | 签字<br>SIGNATURE |
|---------------------------|------------|-----------------|
| 项目负责人<br>PROJECT CHIEF    |            |                 |
| 专业负责人<br>DISCIPLINE CHIEF |            |                 |
| 审 定<br>CHIEF ENGINEER     |            |                 |
| 审 核<br>SUPERVISOR         |            |                 |
| 校 对<br>CHECKER            |            |                 |
| 设 计<br>DESIGNER           |            |                 |

工程编号 PROJECT NO. ZS26-


|                    |     |                 |         |
|--------------------|-----|-----------------|---------|
| 设计专业<br>DISCIPLINE | 电气  | 比例<br>SCALE     | 1:100   |
| 阶段<br>STAGE        | 施工图 | 日期<br>DATE      | 2026.10 |
| 版 别<br>REVISION    | A   | 图 号<br>DWG. NO. | DS-06   |

本图须加盖本院出图签章, 否则一律无效  
Invalid Without Stamp


|     |         |
|-----|---------|
| 总图  | MP      |
| 工艺  | TECH.   |
| 建筑  | ARCH.   |
| 结构  | STRU.   |
| 给排水 | WATER   |
| 强电  | ELEC.   |
| 动力  | DYNAMIC |
| 暖通  | HVAC.   |
| 弱电  | ELV.    |

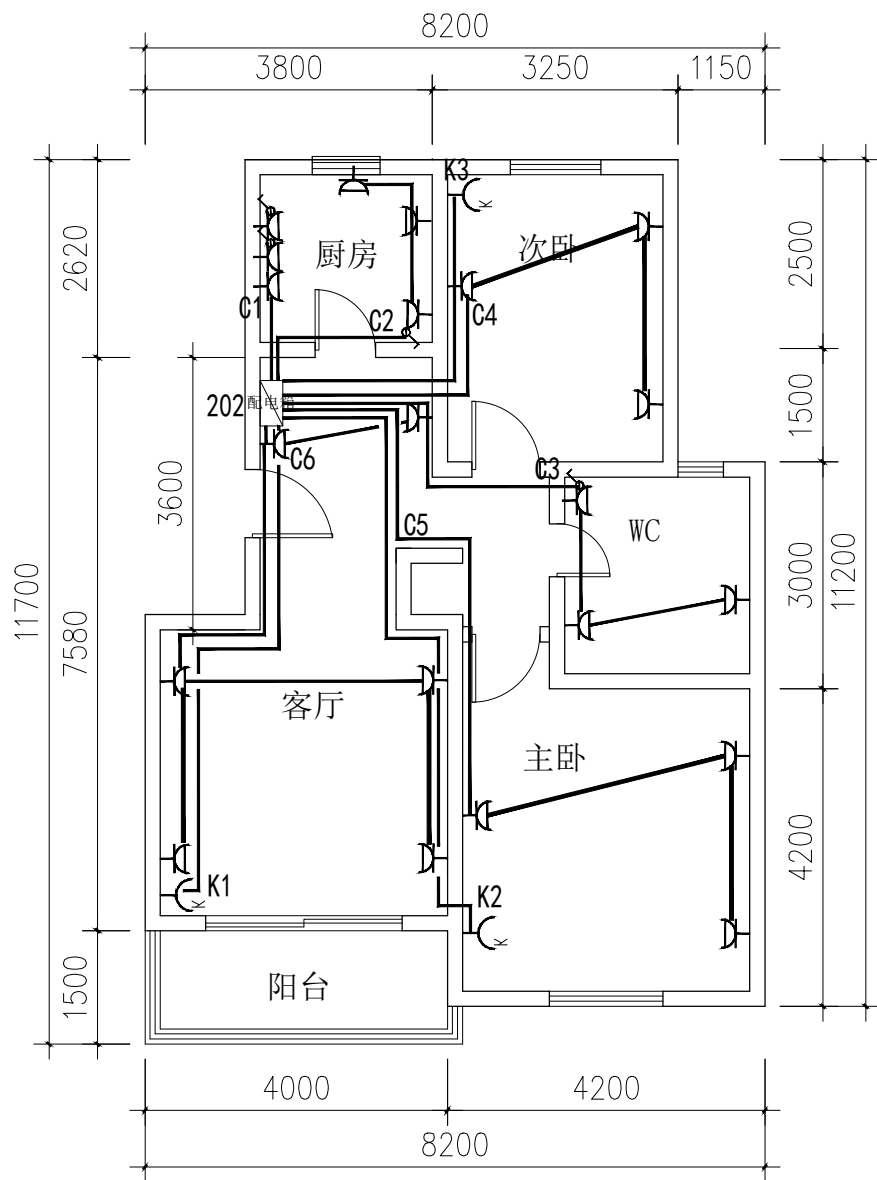

81#202室平面图 1：100

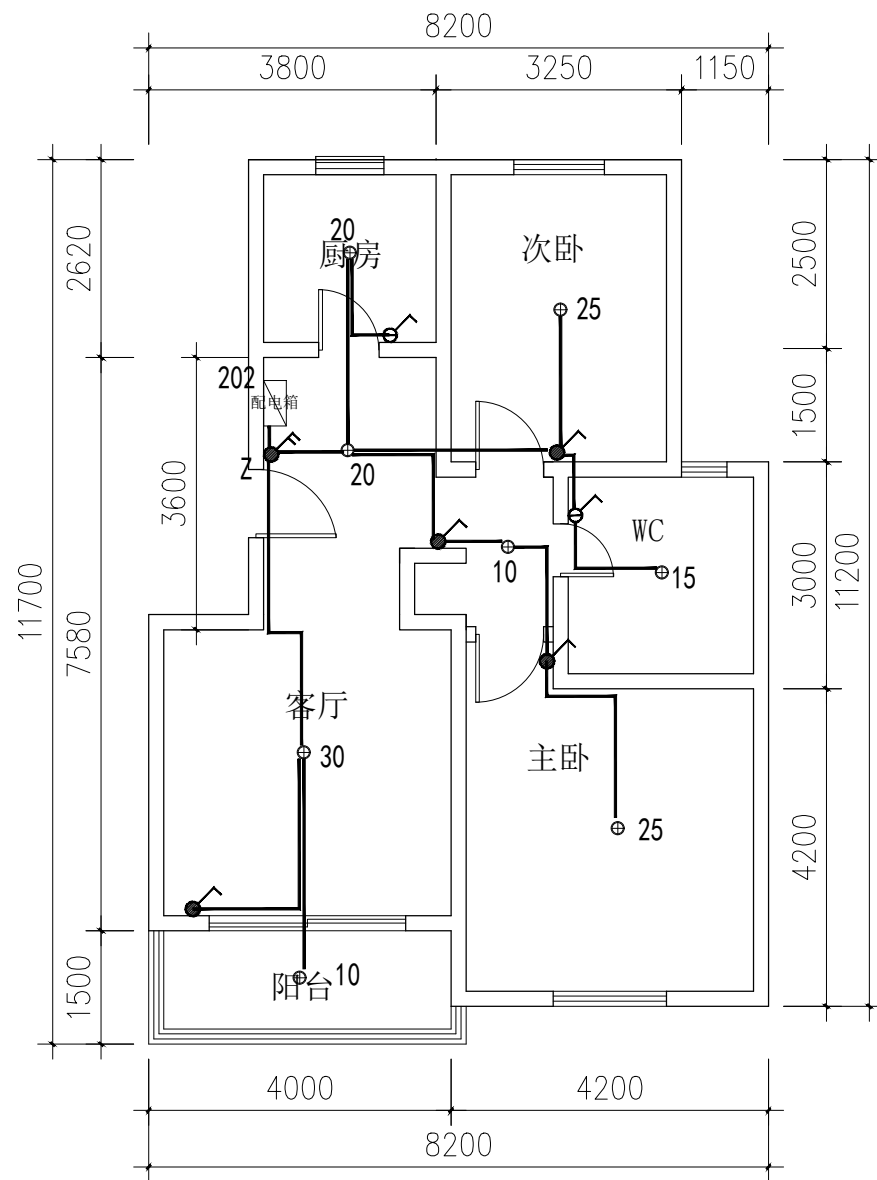

81#202室平面图 1：100

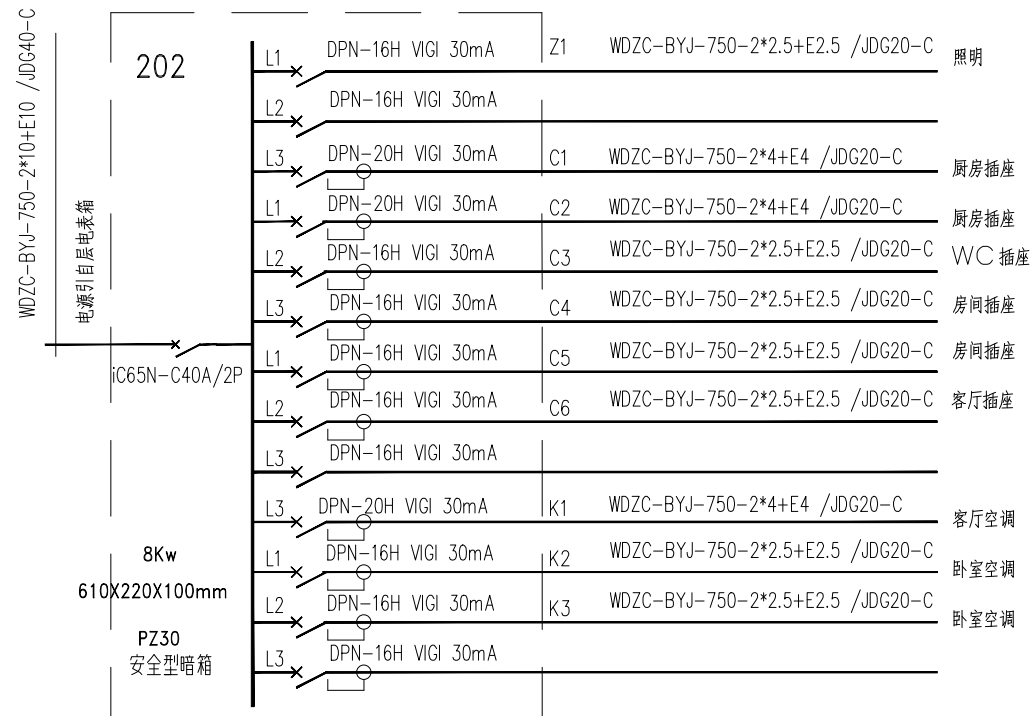

| 主要设备材料表 |      |            |             |    |    |                                                |
|---------|------|------------|-------------|----|----|------------------------------------------------|
| 编号      | 设备代号 | 设备名称       | 型号及规格       | 单位 | 数量 | 高度                                             |
| 1       | ⌋    | 三极空调暗插座    | 250V10A/16A | 个  | 若干 | 底距地2.2m                                        |
| 2       | ⌋    | 二极加三极暗插座   | 250V10A     | 个  | 若干 | 厨房、WC内离地1.3M，马桶旁0.5M（防潮型）<br>其余离地0.3M/床头柜上10Cm |
| 3       | ⌋    | 暗设跷板开关     | 250V10A     | 个  | 若干 | 底距地1.3m                                        |
| 4       | ⌋    | 防水型暗设跷板开关  | 250V10A     | 个  | 若干 | 底距地1.3m                                        |
| 5       | ⌋    | 三极暗插座(带开关) | 250V10A     | 个  | 若干 | 厨房、WC内离地1.3M（防潮型）                              |
| 6       | ⊕    | LED吸顶灯     | 具体瓦数见平面图    | 个  | 若干 |                                                |
| 7       |      |            |             |    |    |                                                |
| 8       |      |            |             |    |    |                                                |

注：此图为标准房型电气位置及走向示意图，工程量以装饰图及现场实际工程量为准



上海轻工业工程设计研究院有限公司

SHANGHAI LIGHT INDUSTRY ENGINEERING  
DESIGN & RESEARCH INSTITUTE CO. LTD

工程设计建筑行业（建筑工程专业）甲级证书号：GRADE A: A231003826

轻工工程行业食品发酵烟草工程专业甲级 轻工工程行业家用电器及日用机械工程专业甲级

建设单位 CONSTRUCTION UNIT

上海颀元置业有限公司

项目名称 PROJECT NAME

鑫峰苑小区179套马桥拆迁安置房室内维修工程

单项名称 BUILDING NAME

图纸名称 DWG. TITLE

81#202室配电平面图


| 职责<br>RESPONSIBILITY      | 姓名<br>NAME | 签字<br>SIGNATURE |
|---------------------------|------------|-----------------|
| 项目负责人<br>PROJECT CHIEF    |            |                 |
| 专业负责人<br>DISCIPLINE CHIEF |            |                 |
| 审定<br>CHIEF ENGINEER      |            |                 |
| 审核<br>SUPERVISOR          |            |                 |
| 校对<br>CHECKER             |            |                 |
| 设计<br>DESIGNER            |            |                 |

工程编号 PROJECT NO. ZS26-


|                    |     |                |         |
|--------------------|-----|----------------|---------|
| 设计专业<br>DISCIPLINE | 电气  | 比例<br>SCALE    | 1:100   |
| 阶段<br>STAGE        | 施工图 | 日期<br>DATE     | 2026.10 |
| 版别<br>REVISION     | A   | 图号<br>DWG. NO. | DS-07   |

本图须加盖本院出图签章,否则一律无效  
Invalid Without Stamp


|     |         |
|-----|---------|
| 总图  | MP      |
| 工艺  | TECH.   |
| 建筑  | ARCH.   |
| 结构  | STRU.   |
| 给排水 | WATER   |
| 强电  | ELEC.   |
| 动力  | DYNAMIC |
| 暖通  | HVAC.   |
| 弱电  | ELV.    |
|     |         |

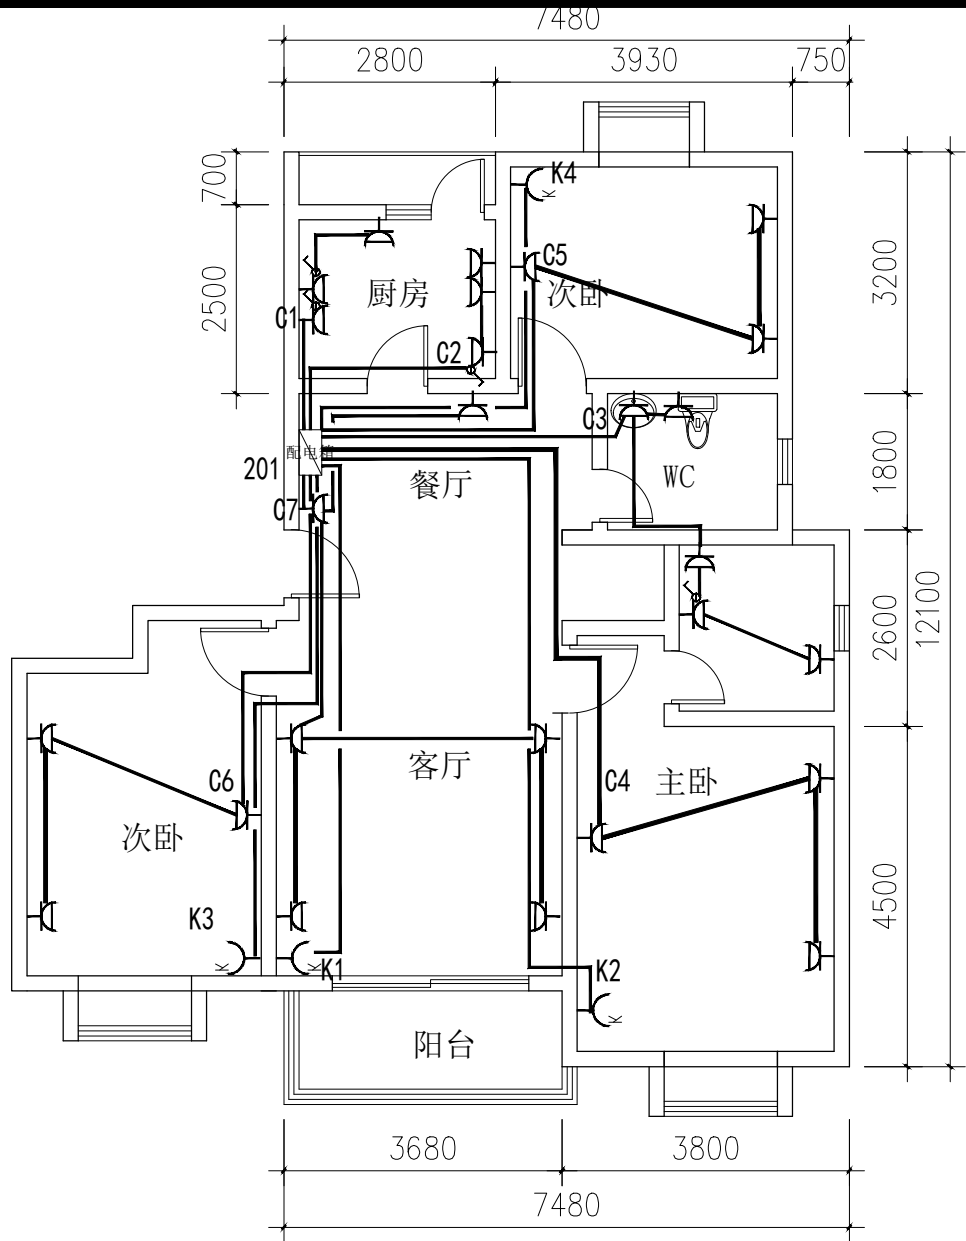

89#201室平面图 1：100

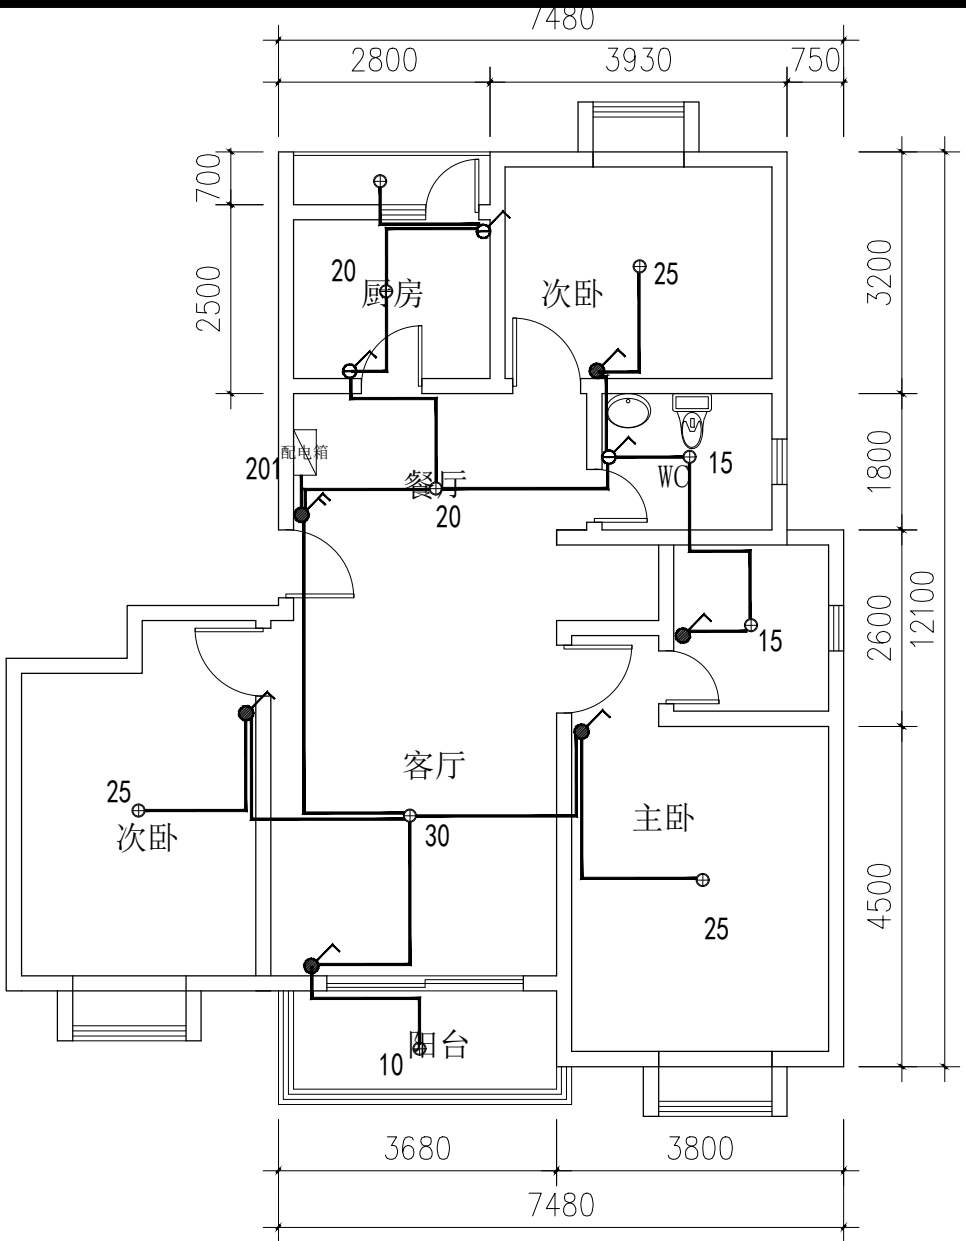

89#201室平面图 1：100

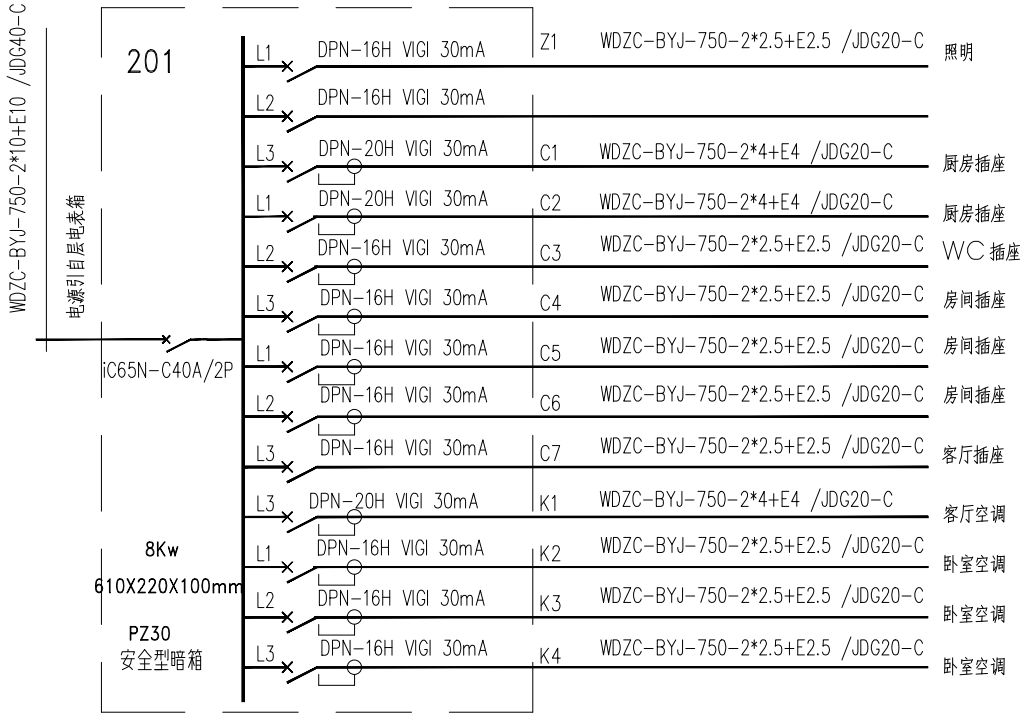

注：此图为标准房型电气位置及走向示意图，工程量以装饰图及现场实际工程量为准



上海轻工业工程设计研究院有限公司

SHANGHAI LIGHT INDUSTRY ENGINEERING  
DESIGN & RESEARCH INSTITUTE CO. LTD

工程设计建筑行业（建筑工程专业）甲级证书号：GRADE A：A231003826  
轻工工程行业食品发酵烟草工程专业甲级 轻工工程行业家用电器及日用机械工程专业甲级

建设单位 CONSTRUCTION UNIT

上海颀元置业有限公司

项目名称 PROJECT NAME

鑫峰苑小区179套马桥拆迁安置房室内维修工程

单项名称 BUILDING NAME

图纸名称 DWG. TITLE


89#201室配电平面图

| 职 责<br>RESPONSIBILITY     | 姓 名<br>NAME | 签 字<br>SIGNATURE |
|---------------------------|-------------|------------------|
| 项目负责人<br>PROJECT CHIEF    |             |                  |
| 专业负责人<br>DISCIPLINE CHIEF |             |                  |
| 审 定<br>CHIEF ENGINEER     |             |                  |
| 审 核<br>SUPERVISOR         |             |                  |
| 校 对<br>CHECKER            |             |                  |
| 设 计<br>DESIGNER           |             |                  |


|                     |       |                 |         |
|---------------------|-------|-----------------|---------|
| 工程编号<br>PROJECT NO. | ZS26- |                 |         |
| 设计专业<br>DISCIPLINE  | 电气    | 比 例<br>SCALE    | 1:100   |
| 阶 段<br>STAGE        | 施工图   | 日 期<br>DATE     | 2026.10 |
| 版 别<br>REVISION     | A     | 图 号<br>DWG. NO. | DS-08   |

本图须加盖本院出图签章, 否则一律无效  
Invalid Without Stamp


|     |         |
|-----|---------|
| 总图  | MP      |
| 工艺  | TECH.   |
| 建筑  | ARCH.   |
| 结构  | STRU.   |
| 给排水 | WATER   |
| 强电  | ELEC.   |
| 动力  | DYNAMIC |
| 暖通  | HVAC.   |
| 弱电  | ELV.    |
|     |         |

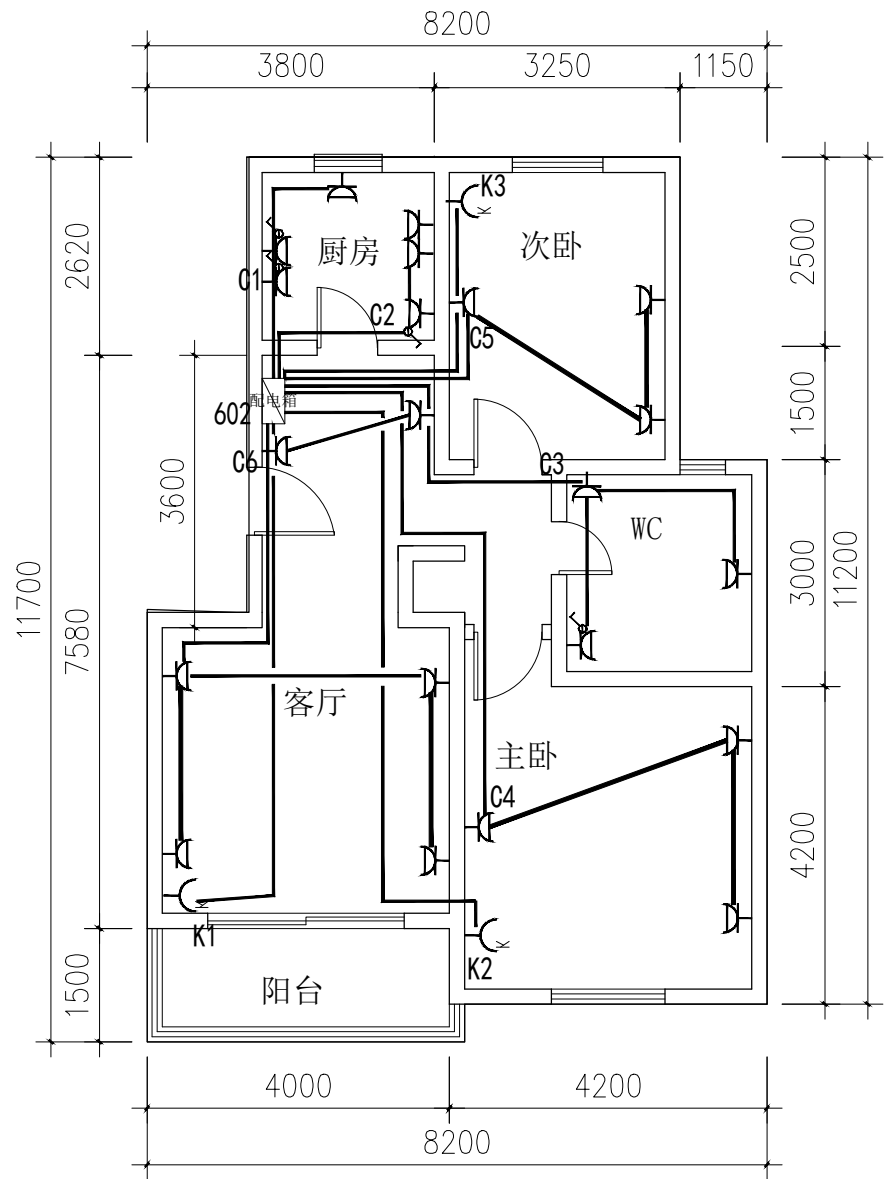

89#602室平面图 1：100

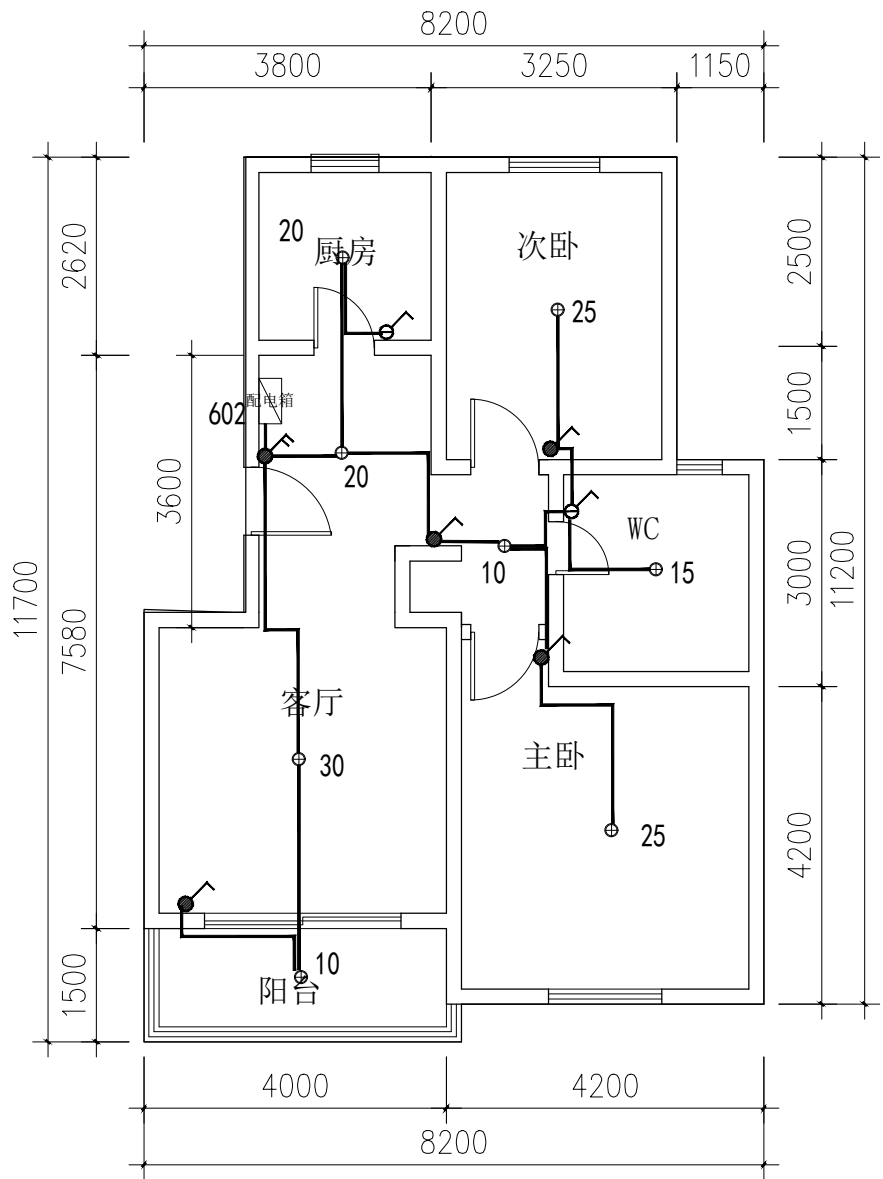

89#602室平面图 1：100

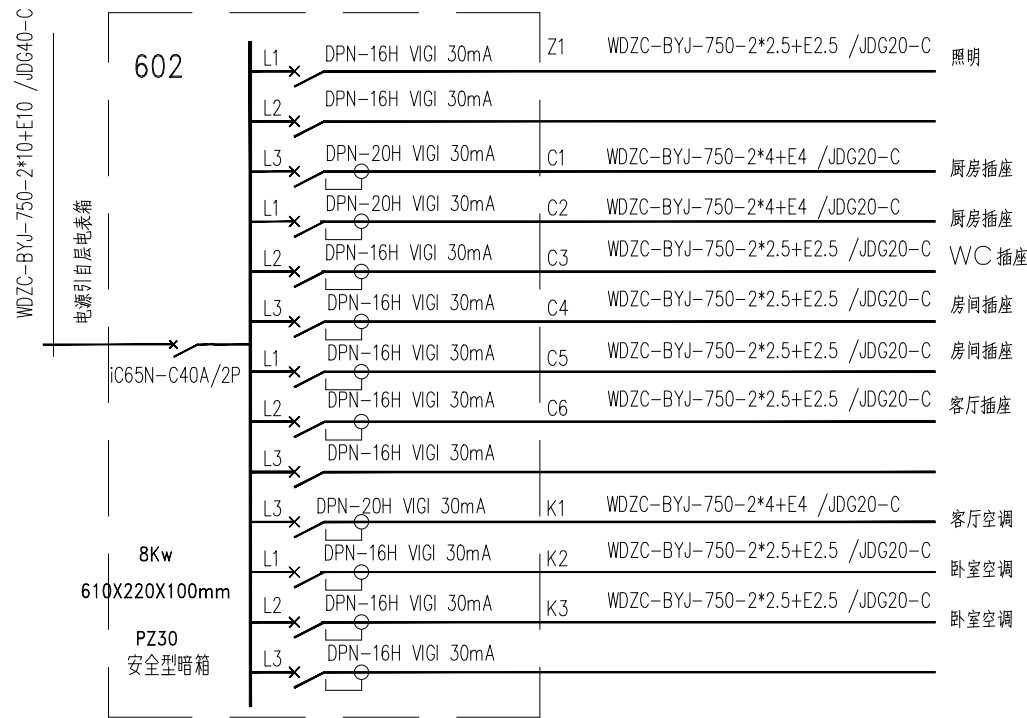

| 主要设备材料表 |      |            |             |    |    |                                                |
|---------|------|------------|-------------|----|----|------------------------------------------------|
| 编号      | 设备代号 | 设备名称       | 型号及规格       | 单位 | 数量 | 高度                                             |
| 1       | ⏏    | 三极空调暗插座    | 250V10A/16A | 个  | 若干 | 底距地2.2m                                        |
| 2       | ⏏    | 二极加三极暗插座   | 250V10A     | 个  | 若干 | 厨房、WC内离地1.3M；马桶旁0.5M（防潮型）<br>其余离地0.3M/床头柜上10Cm |
| 3       | ⏏    | 暗设跷板开关     | 250V10A     | 个  | 若干 | 底距地1.3m                                        |
| 4       | ⏏    | 防水型暗设跷板开关  | 250V10A     | 个  | 若干 | 底距地1.3m                                        |
| 5       | ⏏    | 三极暗插座(带开关) | 250V10A     | 个  | 若干 | 厨房、WC内离地1.3M（防潮型）                              |
| 6       | ⊕    | LED吸顶灯     | 具体页数见平面图    | 个  | 若干 |                                                |
| 7       |      |            |             |    |    |                                                |
| 8       |      |            |             |    |    |                                                |

注：此图为标准房型电气位置及走向示意图，工程量以装饰图及现场实际工程量为准



上海轻工业工程设计研究院有限公司

SHANGHAI LIGHT INDUSTRY ENGINEERING  
DESIGN & RESEARCH INSTITUTE CO. LTD

工程设计建筑行业（建筑工程专业）甲级证书号：GRADE A：A231003826

轻工工程行业食品发酵烟草工程专业甲级 轻工工程行业家用电器及日用机械工程专业甲级

建设单位 CONSTRUCTION UNIT

上海颀元置业有限公司

项目名称 PROJECT NAME

鑫峰苑小区179套马桥拆迁安置房室内维修工程

单项名称 BUILDING NAME

图纸名称 DWG. TITLE

89#602室配电平面图

| 职责<br>RESPONSIBILITY      | 姓名<br>NAME | 签字<br>SIGNATURE |
|---------------------------|------------|-----------------|
| 项目负责人<br>PROJECT CHIEF    |            |                 |
| 专业负责人<br>DISCIPLINE CHIEF |            |                 |
| 审定<br>CHIEF ENGINEER      |            |                 |
| 审核<br>SUPERVISOR          |            |                 |
| 校对<br>CHECKER             |            |                 |
| 设计<br>DESIGNER            |            |                 |

工程编号 PROJECT NO. ZS26-

|                    |     |                |         |
|--------------------|-----|----------------|---------|
| 设计专业<br>DISCIPLINE | 电气  | 比例<br>SCALE    | 1:100   |
| 阶段<br>STAGE        | 施工图 | 日期<br>DATE     | 2026.10 |
| 版别<br>REVISION     | A   | 图号<br>DWG. NO. | DS-09   |

本图须加盖本院出图签章, 否则一律无效  
Invalid Without Stamp

Figure 1-1-1 is a detailed electrical wiring diagram for the second floor of a residential building. The diagram illustrates the layout of various rooms and the corresponding electrical outlets and switches. The rooms shown are the balcony (阳台), living room (客厅), kitchen (厨房), dining room (餐厅), two bedrooms (主卧 and 次卧), and a bathroom (WC). The diagram uses standard electrical symbols: circles with numbers for outlets and dots with lines for switches. The layout includes a central hallway connecting the rooms. Dimensions are provided for the overall floor area and individual rooms. The overall dimensions are 10100mm by 11720mm. The room dimensions are: Balcony (1250mm x 620mm), Living Room (2150mm x 3900mm), Kitchen (2150mm x 3900mm), Dining Room (1650mm x 2400mm), Bedroom 1 (3100mm x 3900mm), Bedroom 2 (1750mm x 2400mm), and Bathroom (1750mm x 2400mm). The diagram also shows the location of the main entrance and the staircase.

| 回路编号 | 回路名称 | 导线规格                             | 保护器件    | 备注 |
|------|------|----------------------------------|---------|----|
| 302  | 照明   | WDZC-BYJ-750-2*10+E10 /JDG40-C   | L1 30mA |    |
|      | 照明   | WDZC-BYJ-750-2*2.5+E2.5 /JDG20-C | L2 30mA |    |
|      | 厨房插座 | WDZC-BYJ-750-2*4+E4 /JDG20-C     | L3 30mA |    |
|      | 厨房插座 | WDZC-BYJ-750-2*4+E4 /JDG20-C     | L1 30mA |    |
|      | WC插座 | WDZC-BYJ-750-2*2.5+E2.5 /JDG20-C | L2 30mA |    |
|      | 房间插座 | WDZC-BYJ-750-2*2.5+E2.5 /JDG20-C | L3 30mA |    |
|      | 房间插座 | WDZC-BYJ-750-2*2.5+E2.5 /JDG20-C | L1 30mA |    |
|      | 客厅插座 | WDZC-BYJ-750-2*2.5+E2.5 /JDG20-C | L2 30mA |    |
|      | 客厅插座 | WDZC-BYJ-750-2*2.5+E2.5 /JDG20-C | L3 30mA |    |
|      | 客厅空调 | WDZC-BYJ-750-2*4+E4 /JDG20-C     | L1 30mA |    |
|      | 卧室空调 | WDZC-BYJ-750-2*2.5+E2.5 /JDG20-C | L2 30mA |    |
|      | 卧室空调 | WDZC-BYJ-750-2*2.5+E2.5 /JDG20-C | L3 30mA |    |
|      | 卧室空调 | WDZC-BYJ-750-2*2.5+E2.5 /JDG20-C | L1 30mA |    |
|      | 卧室空调 | WDZC-BYJ-750-2*2.5+E2.5 /JDG20-C | L2 30mA |    |
|      | 卧室空调 | WDZC-BYJ-750-2*2.5+E2.5 /JDG20-C | L3 30mA |    |

注：此图为标准房型电气位置及走向示意图，工程量以装饰图及现场实际工程量为准