



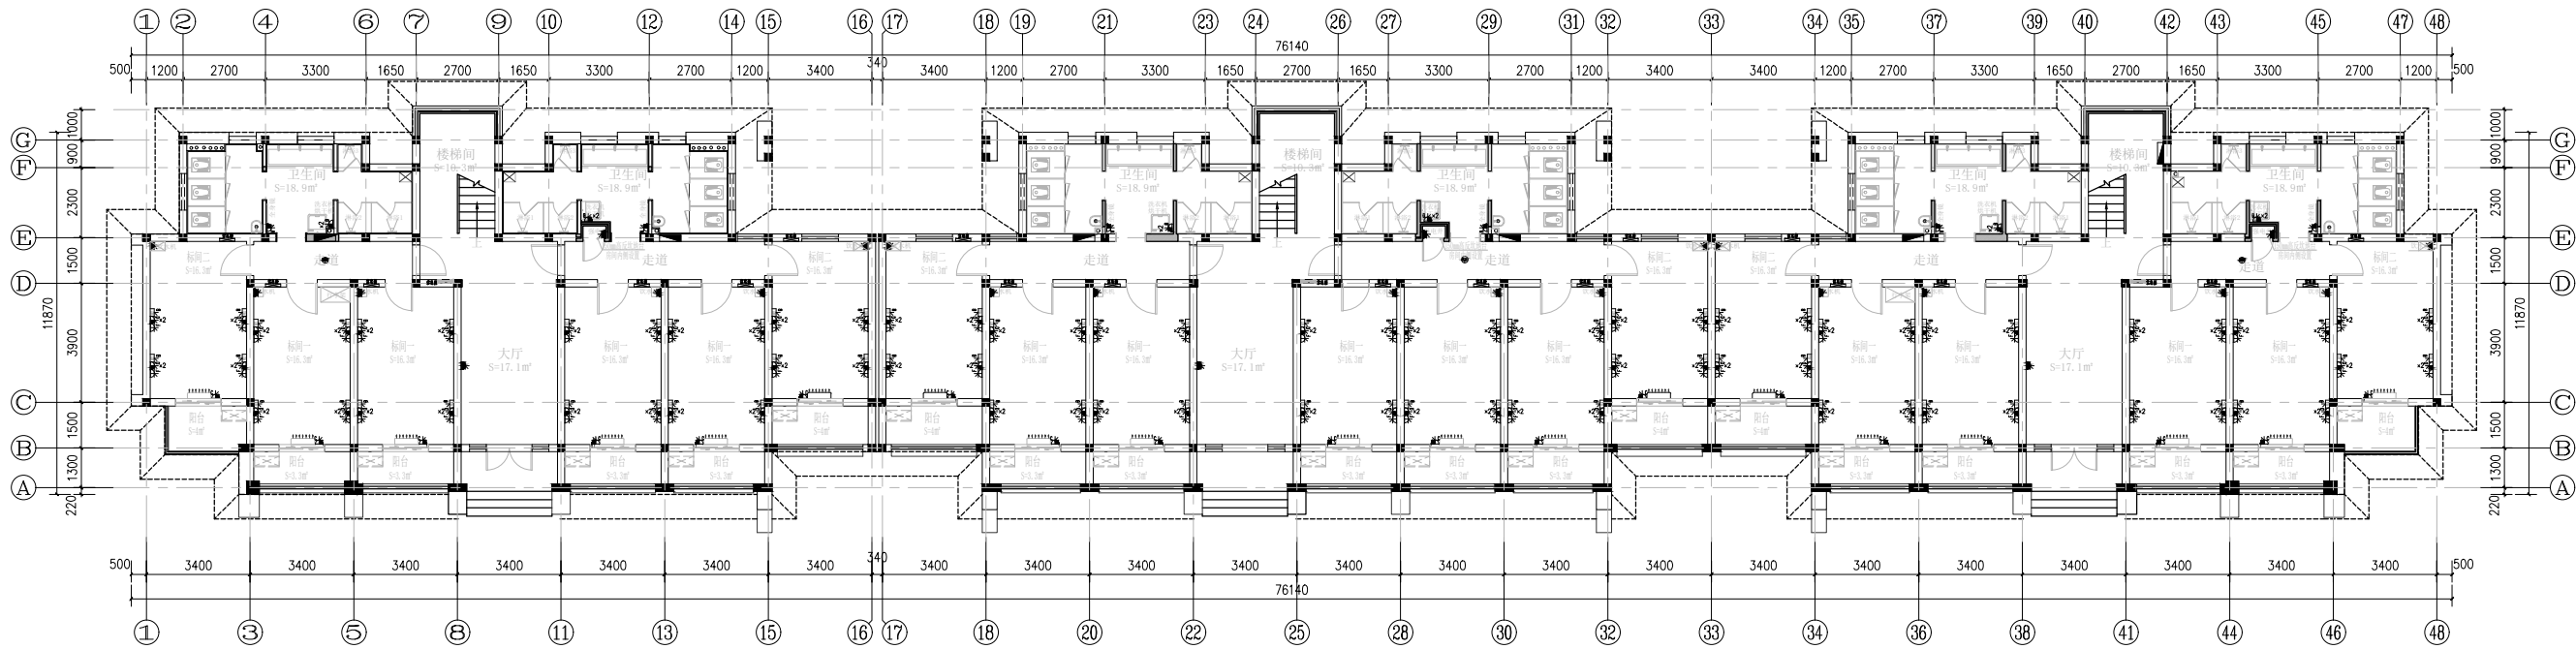

一层平面布置图

室内层高: 3150mm SCALE 1:120

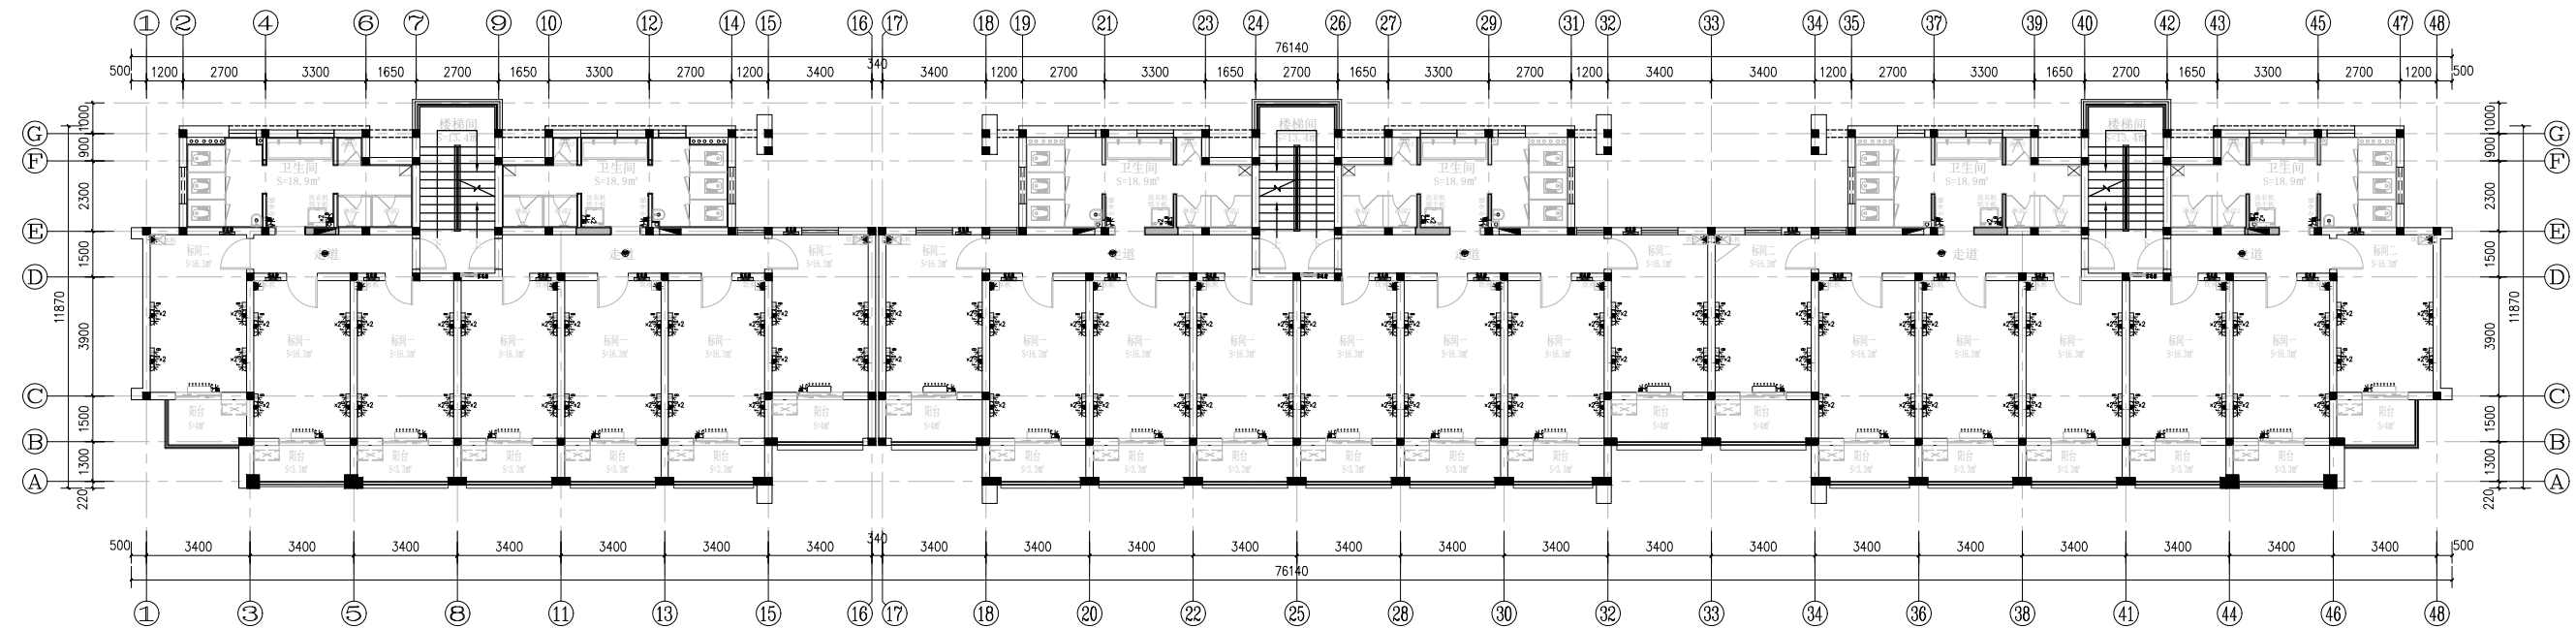

二-六层平面布置图

室内层高: 3150mm SCALE 1:120

图例	说明	图例	说明
	单相二、三极安全型暗插座 (H=300mm)		单相二、三极安全型暗插座 (顶面)
	单相二、三极安全型防溅暗插座 (H=1100mm)		安全型暗插座接线盒
	单相二、三极安全型防溅暗插座 (H=1300mm)		安全型暗插座接线盒: 电热水器电源 (吊顶内)
	单相三极安全型挂壁式空调暗插座 (H=2600mm)		单孔网络暗插座 (H=1100mm)
	单相二、三极安全型暗插座 (H=950mm)		单孔网络暗插座 (H=300mm)
	单相二、三极安全型防溅暗插座 (H=250mm)		单孔网络暗插座 (H=950mm)
	单相二、三极安全型USB/TPC暗插座 (H=950mm)		单孔网络暗插座 (地面预留接线)
	弱电插座 (H=1500mm)		宿舍信息总箱: 300x400x100mm 220V电源线接插排 (5孔4位)
	单相二、三极安全型暗插座 (H=1100mm)		宿舍信息总箱: 500x400x120mm 220V电源线接插排 (5孔4位)
	单相二、三极安全型暗插座 (地面预留接线)		办公家具集成插座 (地面预留接线)
			3孔5孔插座连接 (宿舍网络插座)

日期 Date 版次 Rev. 版次说明 Description

建设单位 Client

上海海洋大学

设计单位 Design Institute

项目名称

上海海洋大学临港校区学生宿舍维修工程

子项目名称 Sub-Project

第3小区

工程编号 Project No.

子项目编号 Sub-Project No.

职责 Responsibility

姓名 Name

签字 Signature

日期 Date

审定 Approved by

审核 Reviewed by

项目负责人 Project Leader

专业负责人 Professional Leader

校对 Checked by

设计 Designed by

绘图 Drawn by

图纸名称 Sheet Title

第3小区A020#A021#A022#楼
一层/二-六层平面布置图

专业 Discipline

措施 Stage

施工图

图号 Sheet No.

版次 Rev.

A

执业签章 Registration Stamp

出图签章 Release Stamp

本图须加盖出图签章, 否则一律无效
Invalid Unless Stamped