



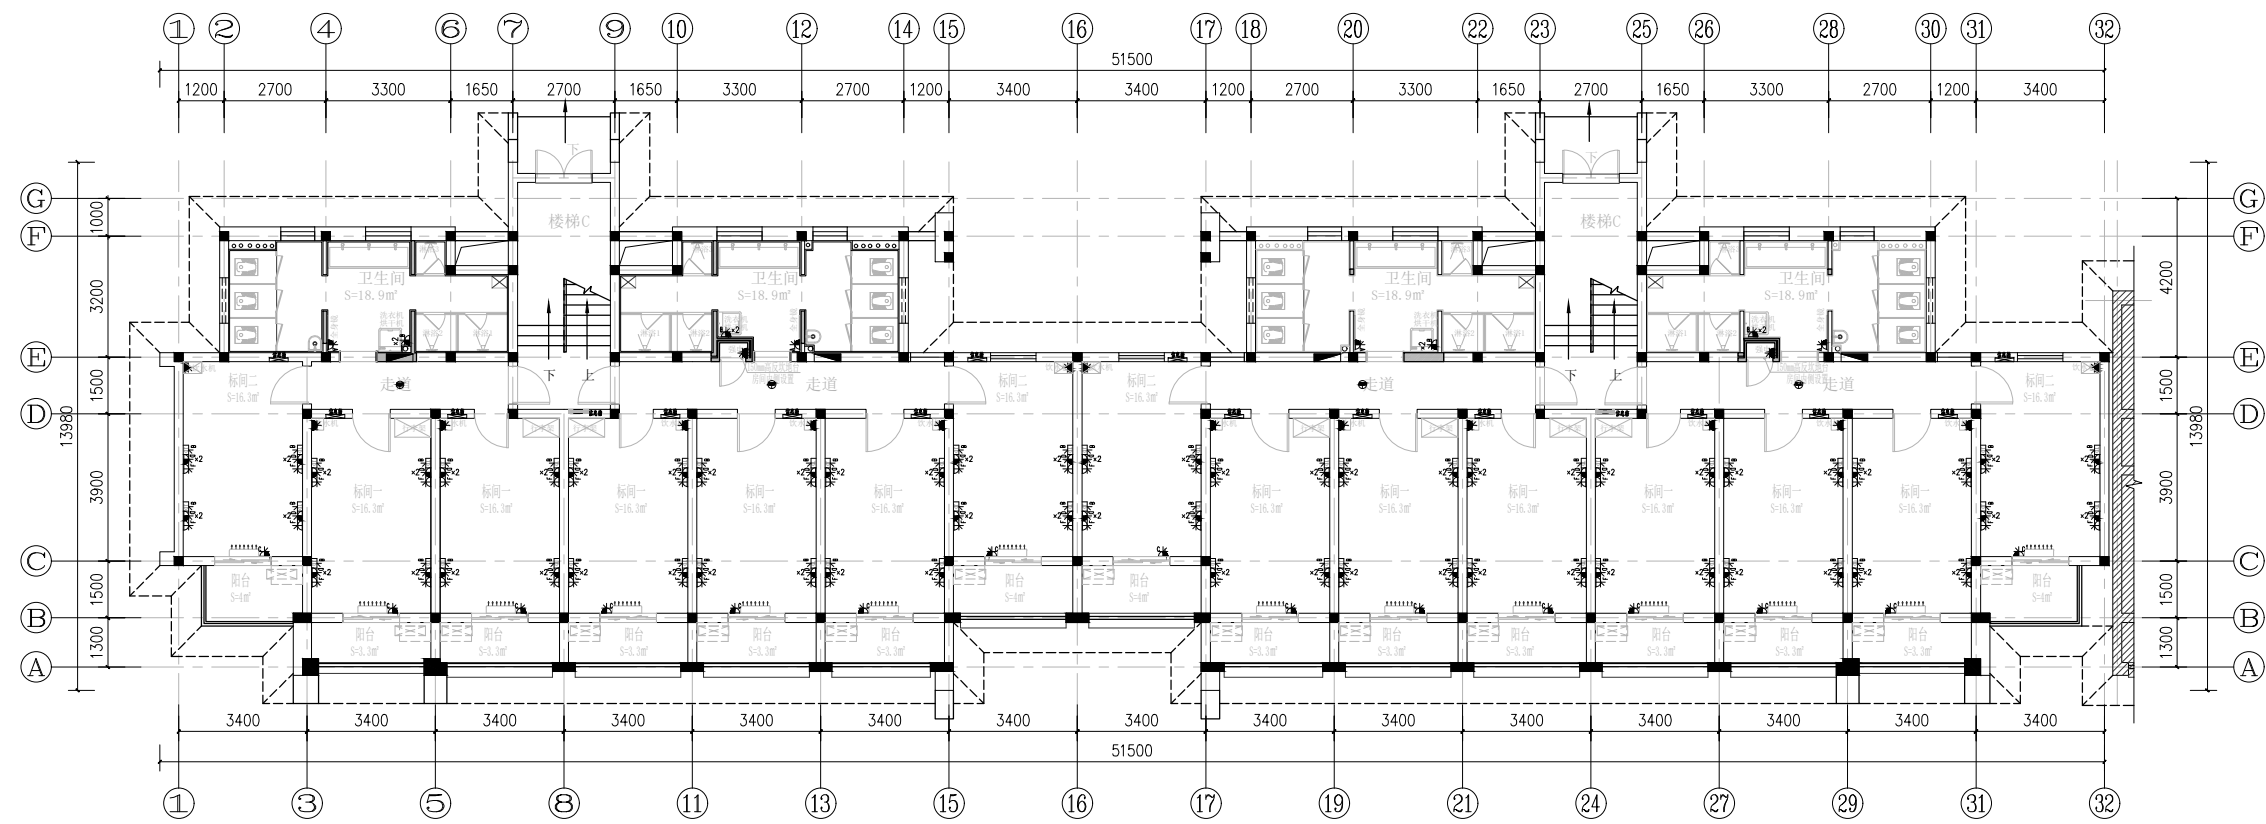

一层平面布置图

室内层高: 3150mm SCALE 1:120

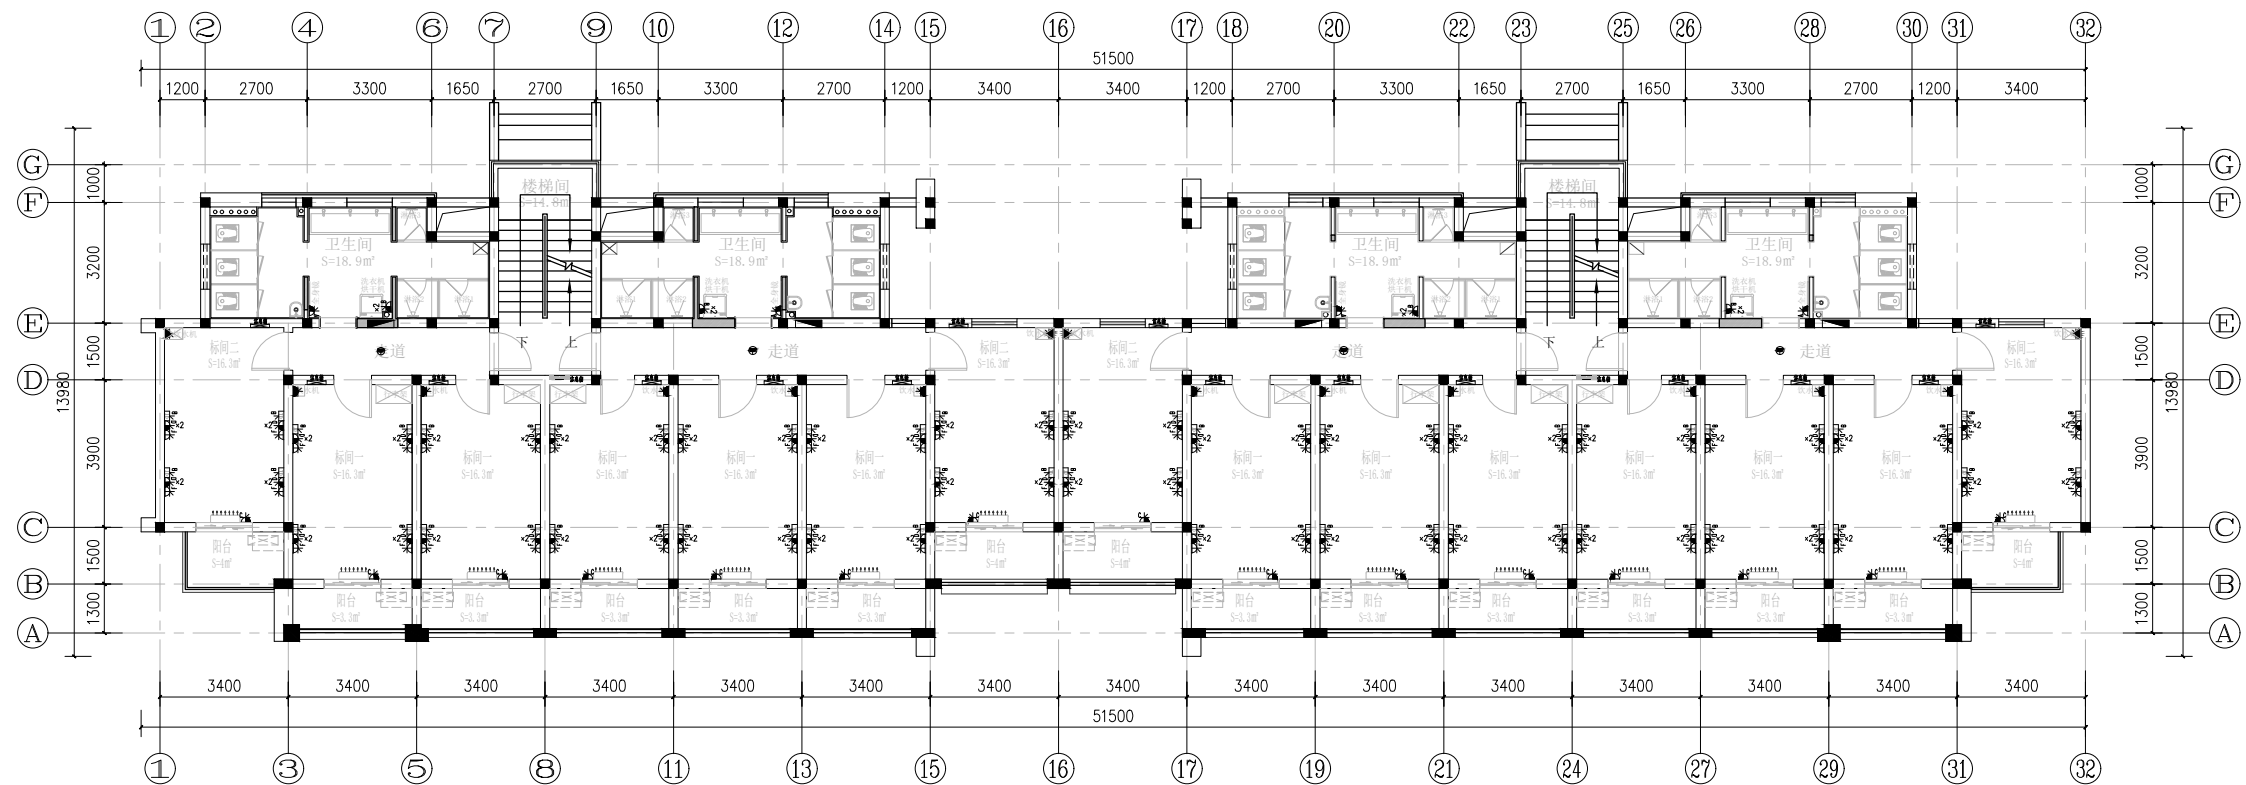

二-六层平面布置图

室内层高: 3150mm SCALE 1:120

图例	说明	图例	说明
	单相二、三线安全型暗插座 (H=300mm)		单相二、三线安全型插座 (顶面)
	单相二、三线安全型防滴插座 (H=1100mm)		安全型暗插座接线盒
	单相二、三线安全型防滴插座 (H=1300mm)		安全型暗插座接线盒: 电热水器电源 (浴室内)
	单相二极安全型挂壁式空调插座 (H=2600mm)		单孔网络插座 (H=1100mm)
	单相二、三线安全型暗插座 (H=950mm)		单孔网络插座 (H=300mm)
	单相二、三线安全型防滴暗插座 (H=250mm)		单孔网络插座 (H=950mm)
	单相二、三线安全型SB/TPC插座 (H=950mm)		单孔网络插座 (地面预留接线)
	弱电插座 (H=1500mm)		综合信息箱: 300x400x100mm 220V电源线连接 (5孔4线)
	单相二、三线安全型暗插座 (H=1100mm)		综合信息箱: 500x400x120mm 220V电源线连接 (5孔4线)
	单相二、三线安全型暗插座 (地面预留接线)		综合信息箱: 600x600x120mm 220V电源线连接 (5孔4线)

日期 Date	版次 Rev.	版次说明 Description	
建设单位 Client			
上海海洋大学			
设计单位 Design Institute			
项目名称 Project Name			
上海海洋大学临港校区学生宿舍维修工程			
子项名称 Sub-Project	第5小区		
工程编号 Project No.		子项编号 Sub-Project No.	
职 责 Responsibility	姓 名 Name	签 字 Signature	日 期 Date
审 定 Approved by			
审 核 Reviewed by			
项目负责人 Project Leader			
专业负责人 Professional Leader			
校 对 Checked by			
设 计 Designed by			
绘 图 Drawn by			
图纸名称 Sheet Title			
第5小区A036#A037#楼 一层/二-六层平面布置图			
专 业 Discipline	传 施	阶 段 Stage	施工图
图 号 Sheet No.		版 次 Rev.	A
执业签章 Registration Stamp			
出图签章 Release Stamp			
本图须加盖出图签章 否则一律无效 Invalid Unless Stamped			