



会 审 表
Confirmed by
建筑
Architecture
结构
Structure
景观
Landscape
室内
Interior
给排水
Plumbing
暖通
HVAC
电力
Power
弱电
Weak
Electricity
弱电
Power

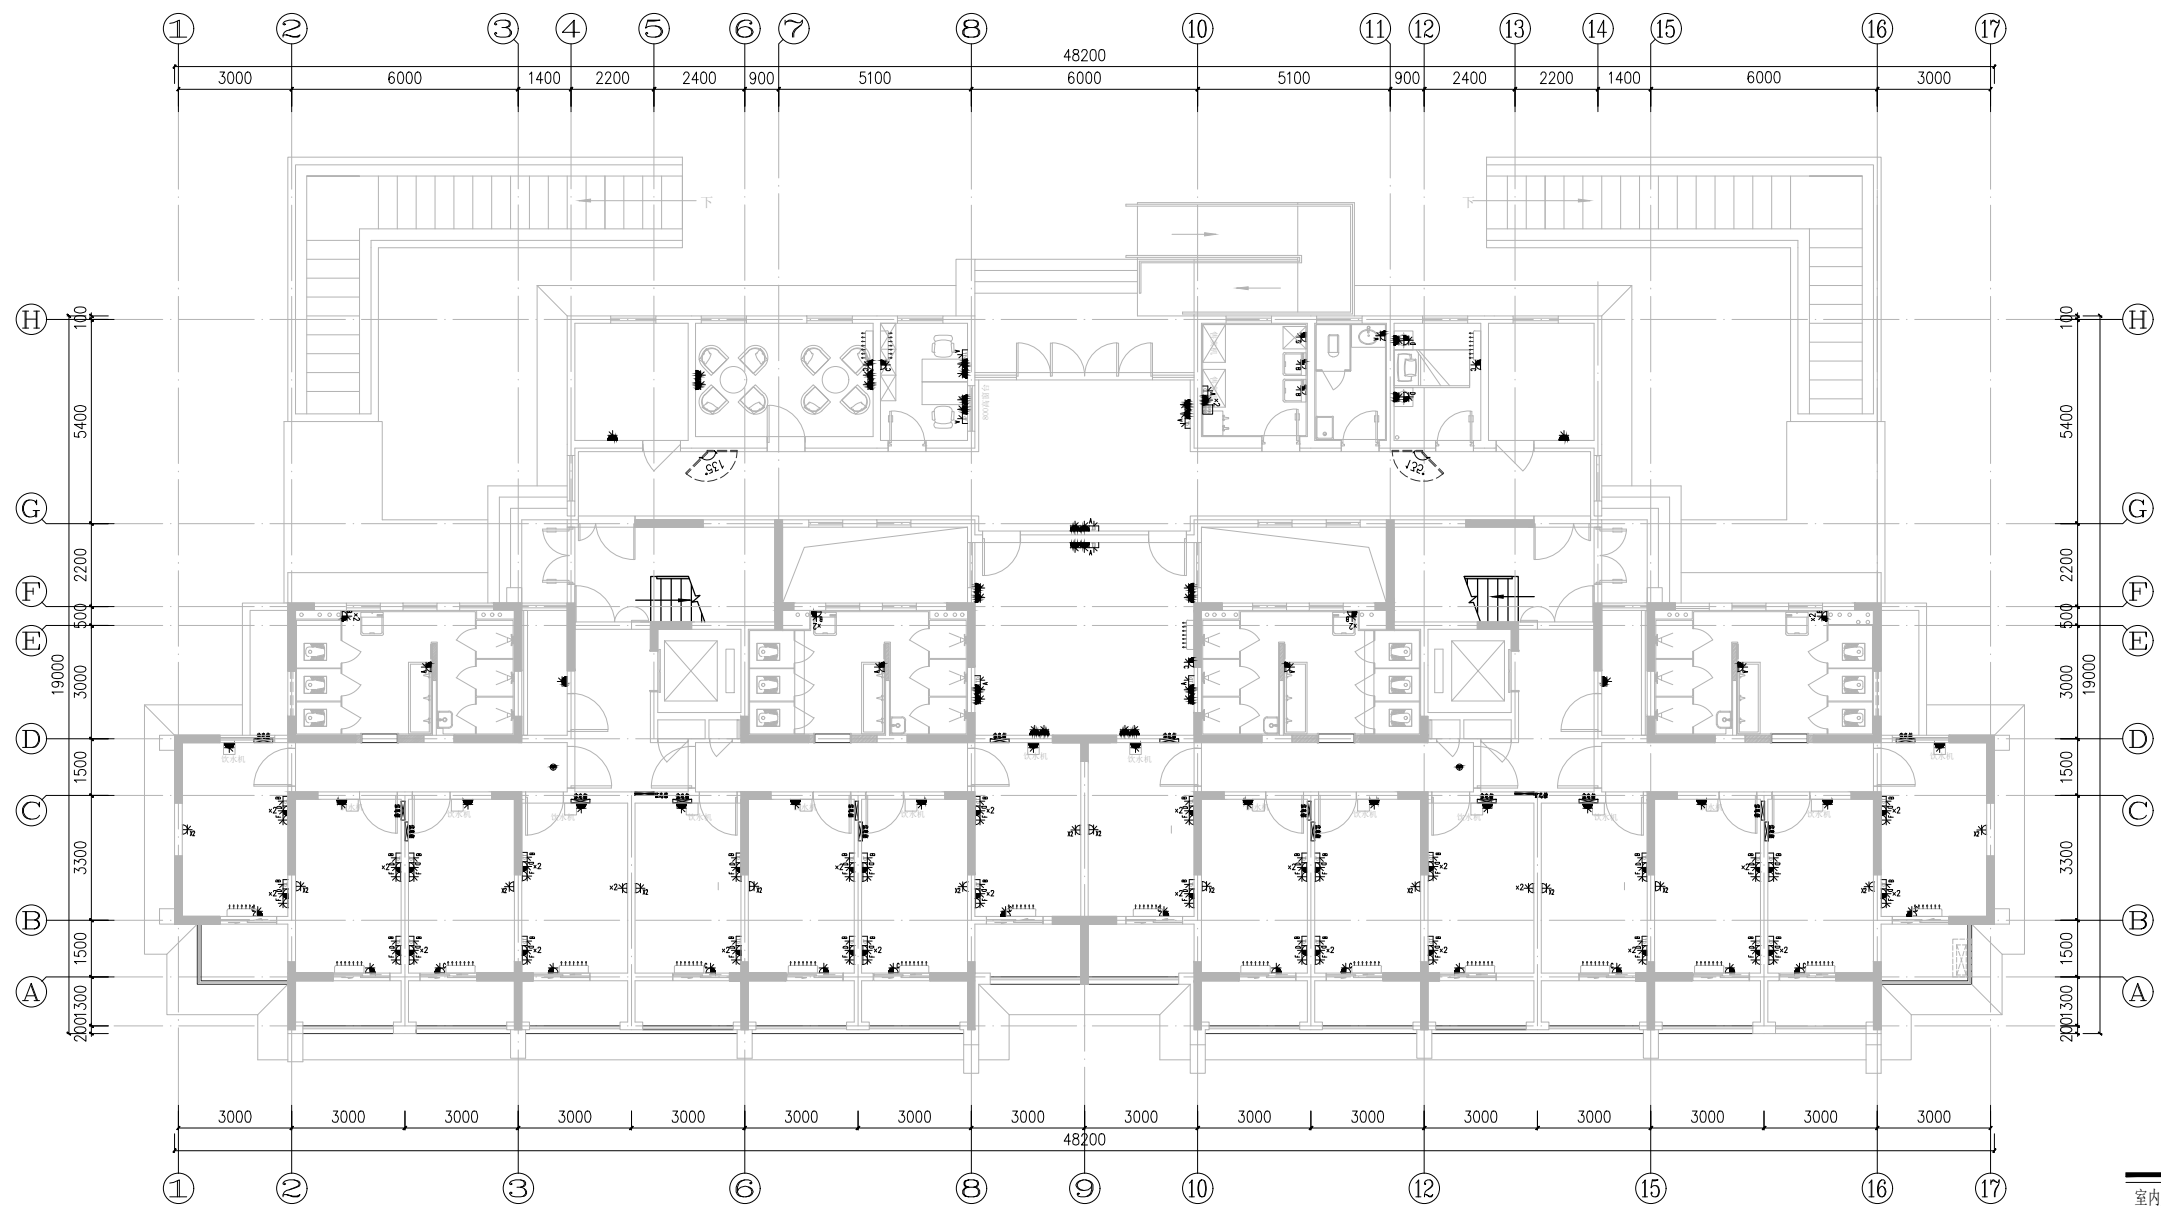

一层平面布置图
室内层高: 2770mm SCALE 1:120

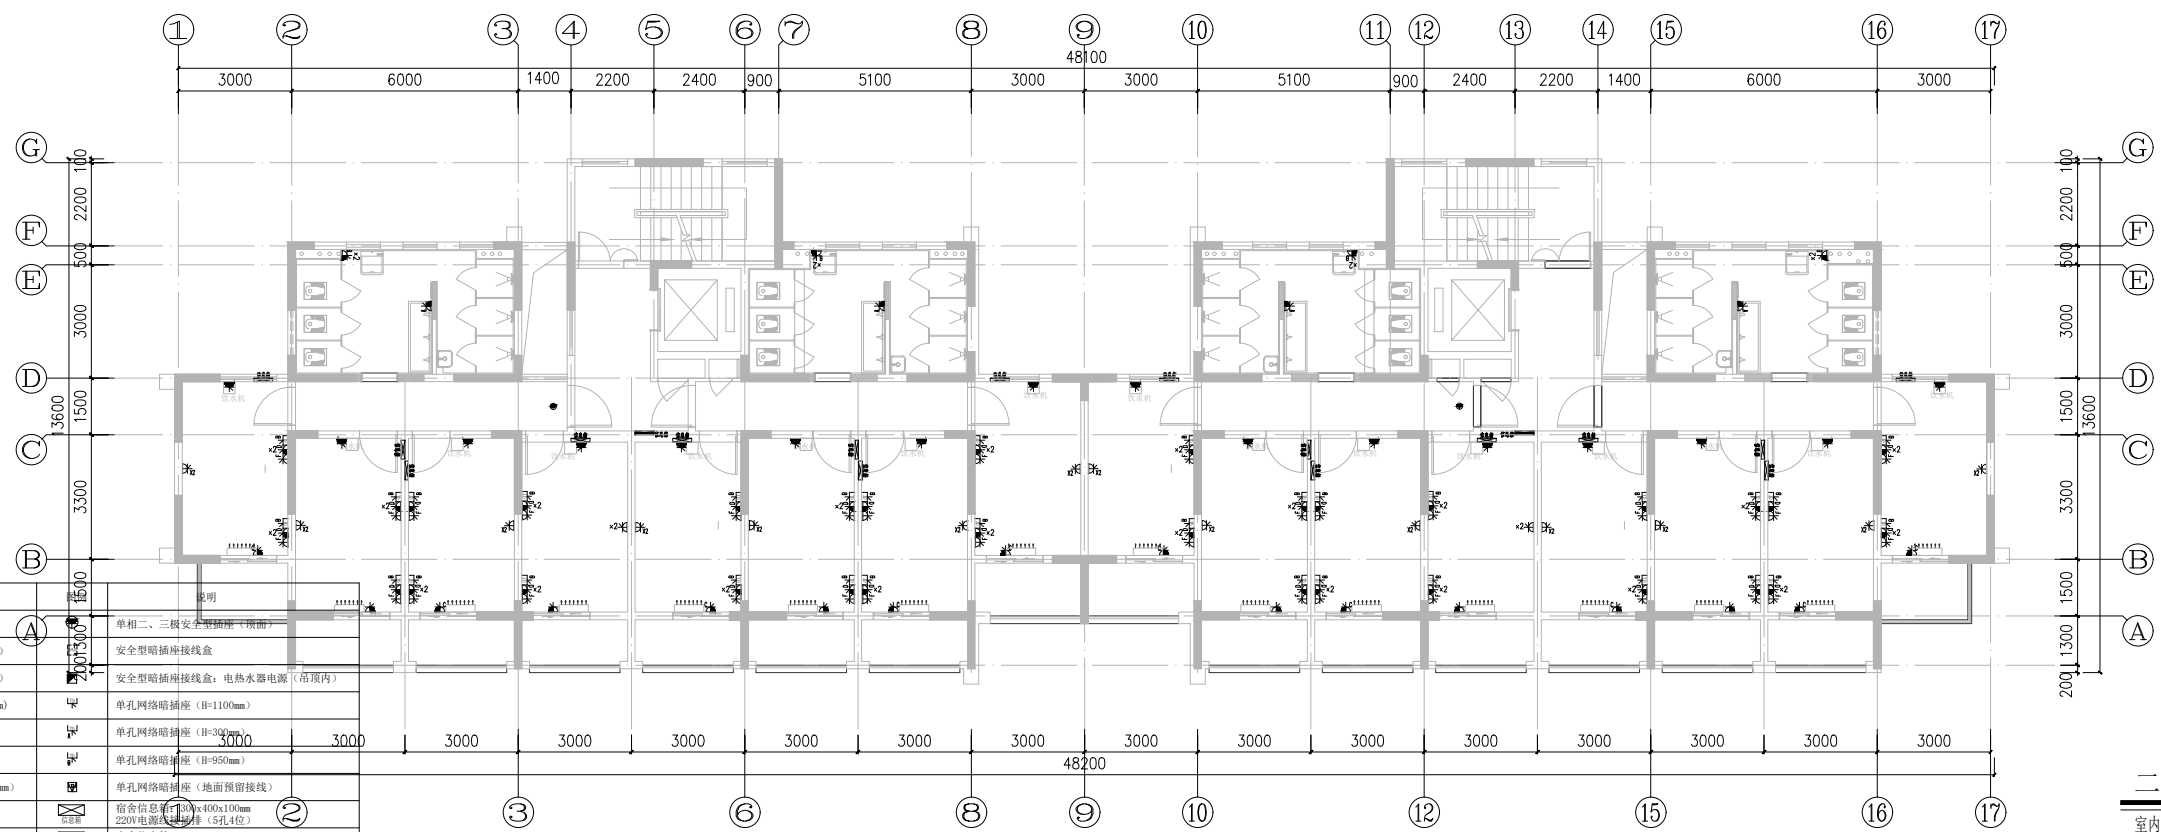

二-十二层平面布置图
室内层高: 2770mm SCALE 1:120

图例	说明	图例	说明
	单相二、三相安全型暗插座 (H=300mm)		单相二、三相安全型暗插座 (H=300mm)
	单相二、三相安全型防溅暗插座 (H=1100mm)		安全型暗插座接线盒
	单相二、三相安全型防溅暗插座 (H=1300mm)		安全型暗插座接线盒: 电热水器电源 (吊顶内)
	单相三极安全型挂壁式空调暗插座 (H=2600mm)		单孔网络暗插座 (H=1100mm)
	单相二、三相安全型暗插座 (H=950mm)		单孔网络暗插座 (H=300mm)
	单相二、三相安全型防溅暗插座 (H=250mm)		单孔网络暗插座 (H=950mm)
	单相二、三相安全型USB/TPC暗插座 (H=950mm)		单孔网络暗插座 (地面预留接线)
	弱电箱插座 (H=1500mm)		宿舍信总箱 (300x400x100mm 220V电源总线分接 (5孔4位))
	单相二、三相安全型暗插座 (H=1100mm)		宿舍信总箱 (600x400x120mm 220V电源总线分接 (5孔4位))
	单相二、三相安全型暗插座 (地面预留接线)		办公家具集成插座 (地面预留接线) 3孔5孔插座 (门侧预留网络插座)

日期 Date				版次 Rev.		版次说明 Description	
建设单位 Client							
上海海洋大学							
设计单位 Design Institute							
项目名称 Project Name							
上海海洋大学临港校区学生宿舍维修工程							
子项名称 Sub-Project		第12小区					
工程编号 Project No.		子项编号 Sub-Project No.					
职 责 Responsibility	姓 名 Name	签 字 Signature	日 期 Date				
审 定 Approved by							
审 核 Reviewed by							
项目负责人 Project Leader							
专业负责人 Professional Leader							
校 对 Checked by							
设 计 Designed by							
绘 图 Drawn by							
图纸名称 Sheet Title							
第12小区B002#B003#楼 一-十二层平面布置图							
专 业 Discipline	施 施 Sheet No.	阶 段 Stage	版 次 Rev.	施 工 图 A			
执业签章 Registration Stamp							
出图签章 Release Stamp							
本图须加盖出图签章, 否则一律无效 Invalid Unless Stamped							